
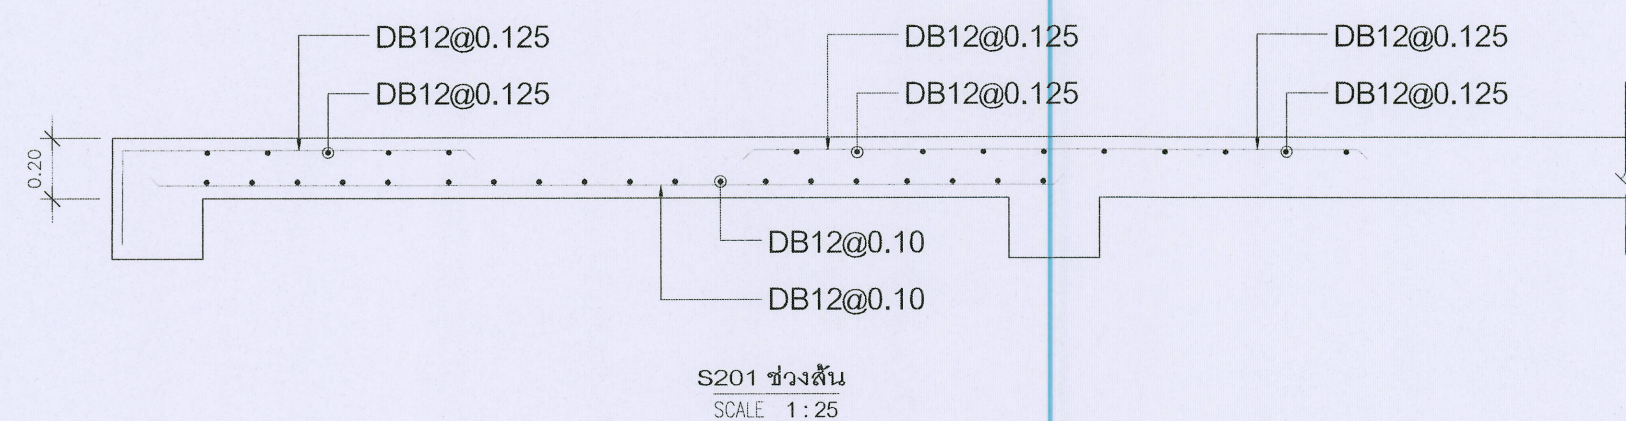
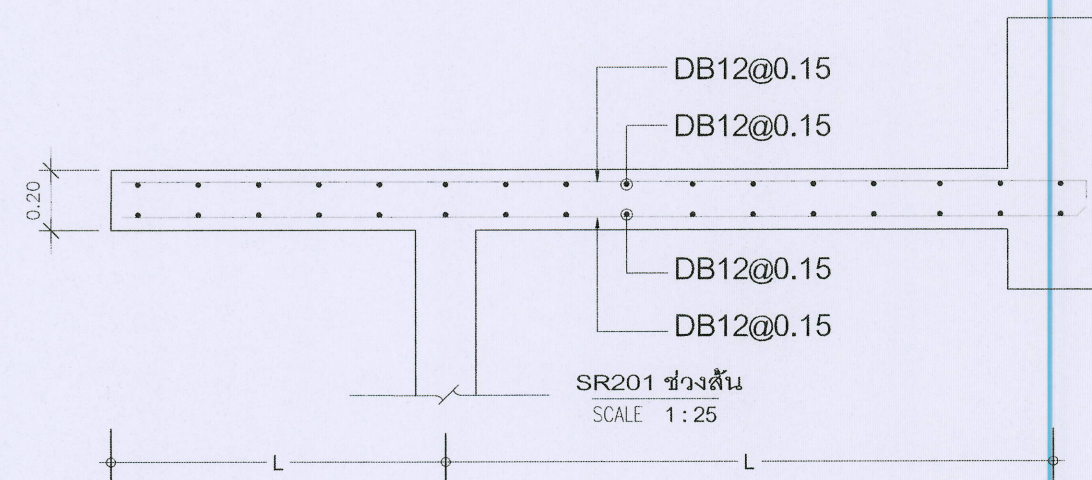


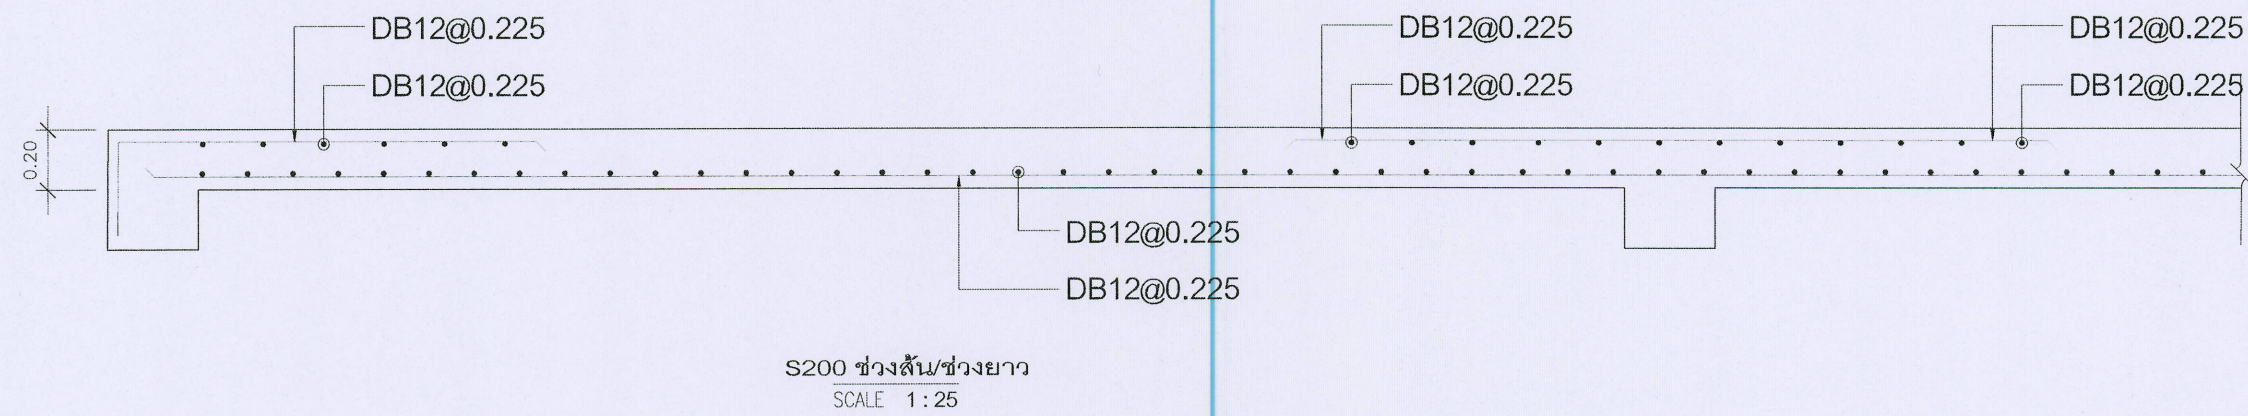

ชื่อโครงการ :  
 โครงการต้นแบบการพัฒนาเครื่องจักร  
 การเกษตรและแปรรูปอาหาร  
 ตำบลหนองหาร อำเภอสันทราย จังหวัดเชียงใหม่

เจ้าของโครงการ :  
 มหาวิทยาลัยแม่โจ้  
 จังหวัดเชียงใหม่

สถานที่ก่อสร้าง :  
 ตำบลหนองหาร อำเภอสันทราย จังหวัดเชียงใหม่

ผู้ออกแบบ :  
 สถาปนิกที่ปรึกษา :  
 สถาปนิก :  
 นาย อานนท์ โพธิ์ตันศิริ รหัส 15011

วิศวกรโครงสร้าง :  
 นาย ภาณุภักดิ์ วิมลสันติวงษ์ รหัส 12136

วิศวกรไฟฟ้า :  
 นาย นววิทย์ ณัฐวรวิทย์ รหัส 4514

วิศวกรเครื่องกล :  
 นาย ณัฐพล ไชยแก้ว รหัส 35147

วิศวกรสุขาภิบาล :  
 นาย ชุมพันธ์ มณีศิริ รหัส 399

สถาปนิกภายใน :

แบบแสดง :  
 แบบขยายพื้น S200

มาตราส่วน :  
 1:25

| REV | DATE | DESCRIPTION   | CHK'D | APP'D |
|-----|------|---------------|-------|-------|
| 1.  |      | FOR REVIEW    |       |       |
| 2.  |      | FOR WP REVIEW |       |       |
| 3.  |      | FOR APPROVED  |       |       |

FOR :  
 NOTE :  
 USE WRITTEN DIMENSION ONLY THESE DRAWINGS ARE  
 THE PROPERTY OF SPAE CO., LTD. AND NOT TO BE USED  
 OR REPRODUCED WITHOUT SPECIFIC PERMISSION

เขียน :  
 ตรวจสอบ :  
 วันที่ :  
 อนุมัติ :  
 หมายเลขที่ :  
 S6-01


รวม :  
 16

ตรวจ :  
 ตรวจ :  
 ตรวจ :  
 เห็นชอบ :  
 อนุมัติ :  
 หมายเหตุ :







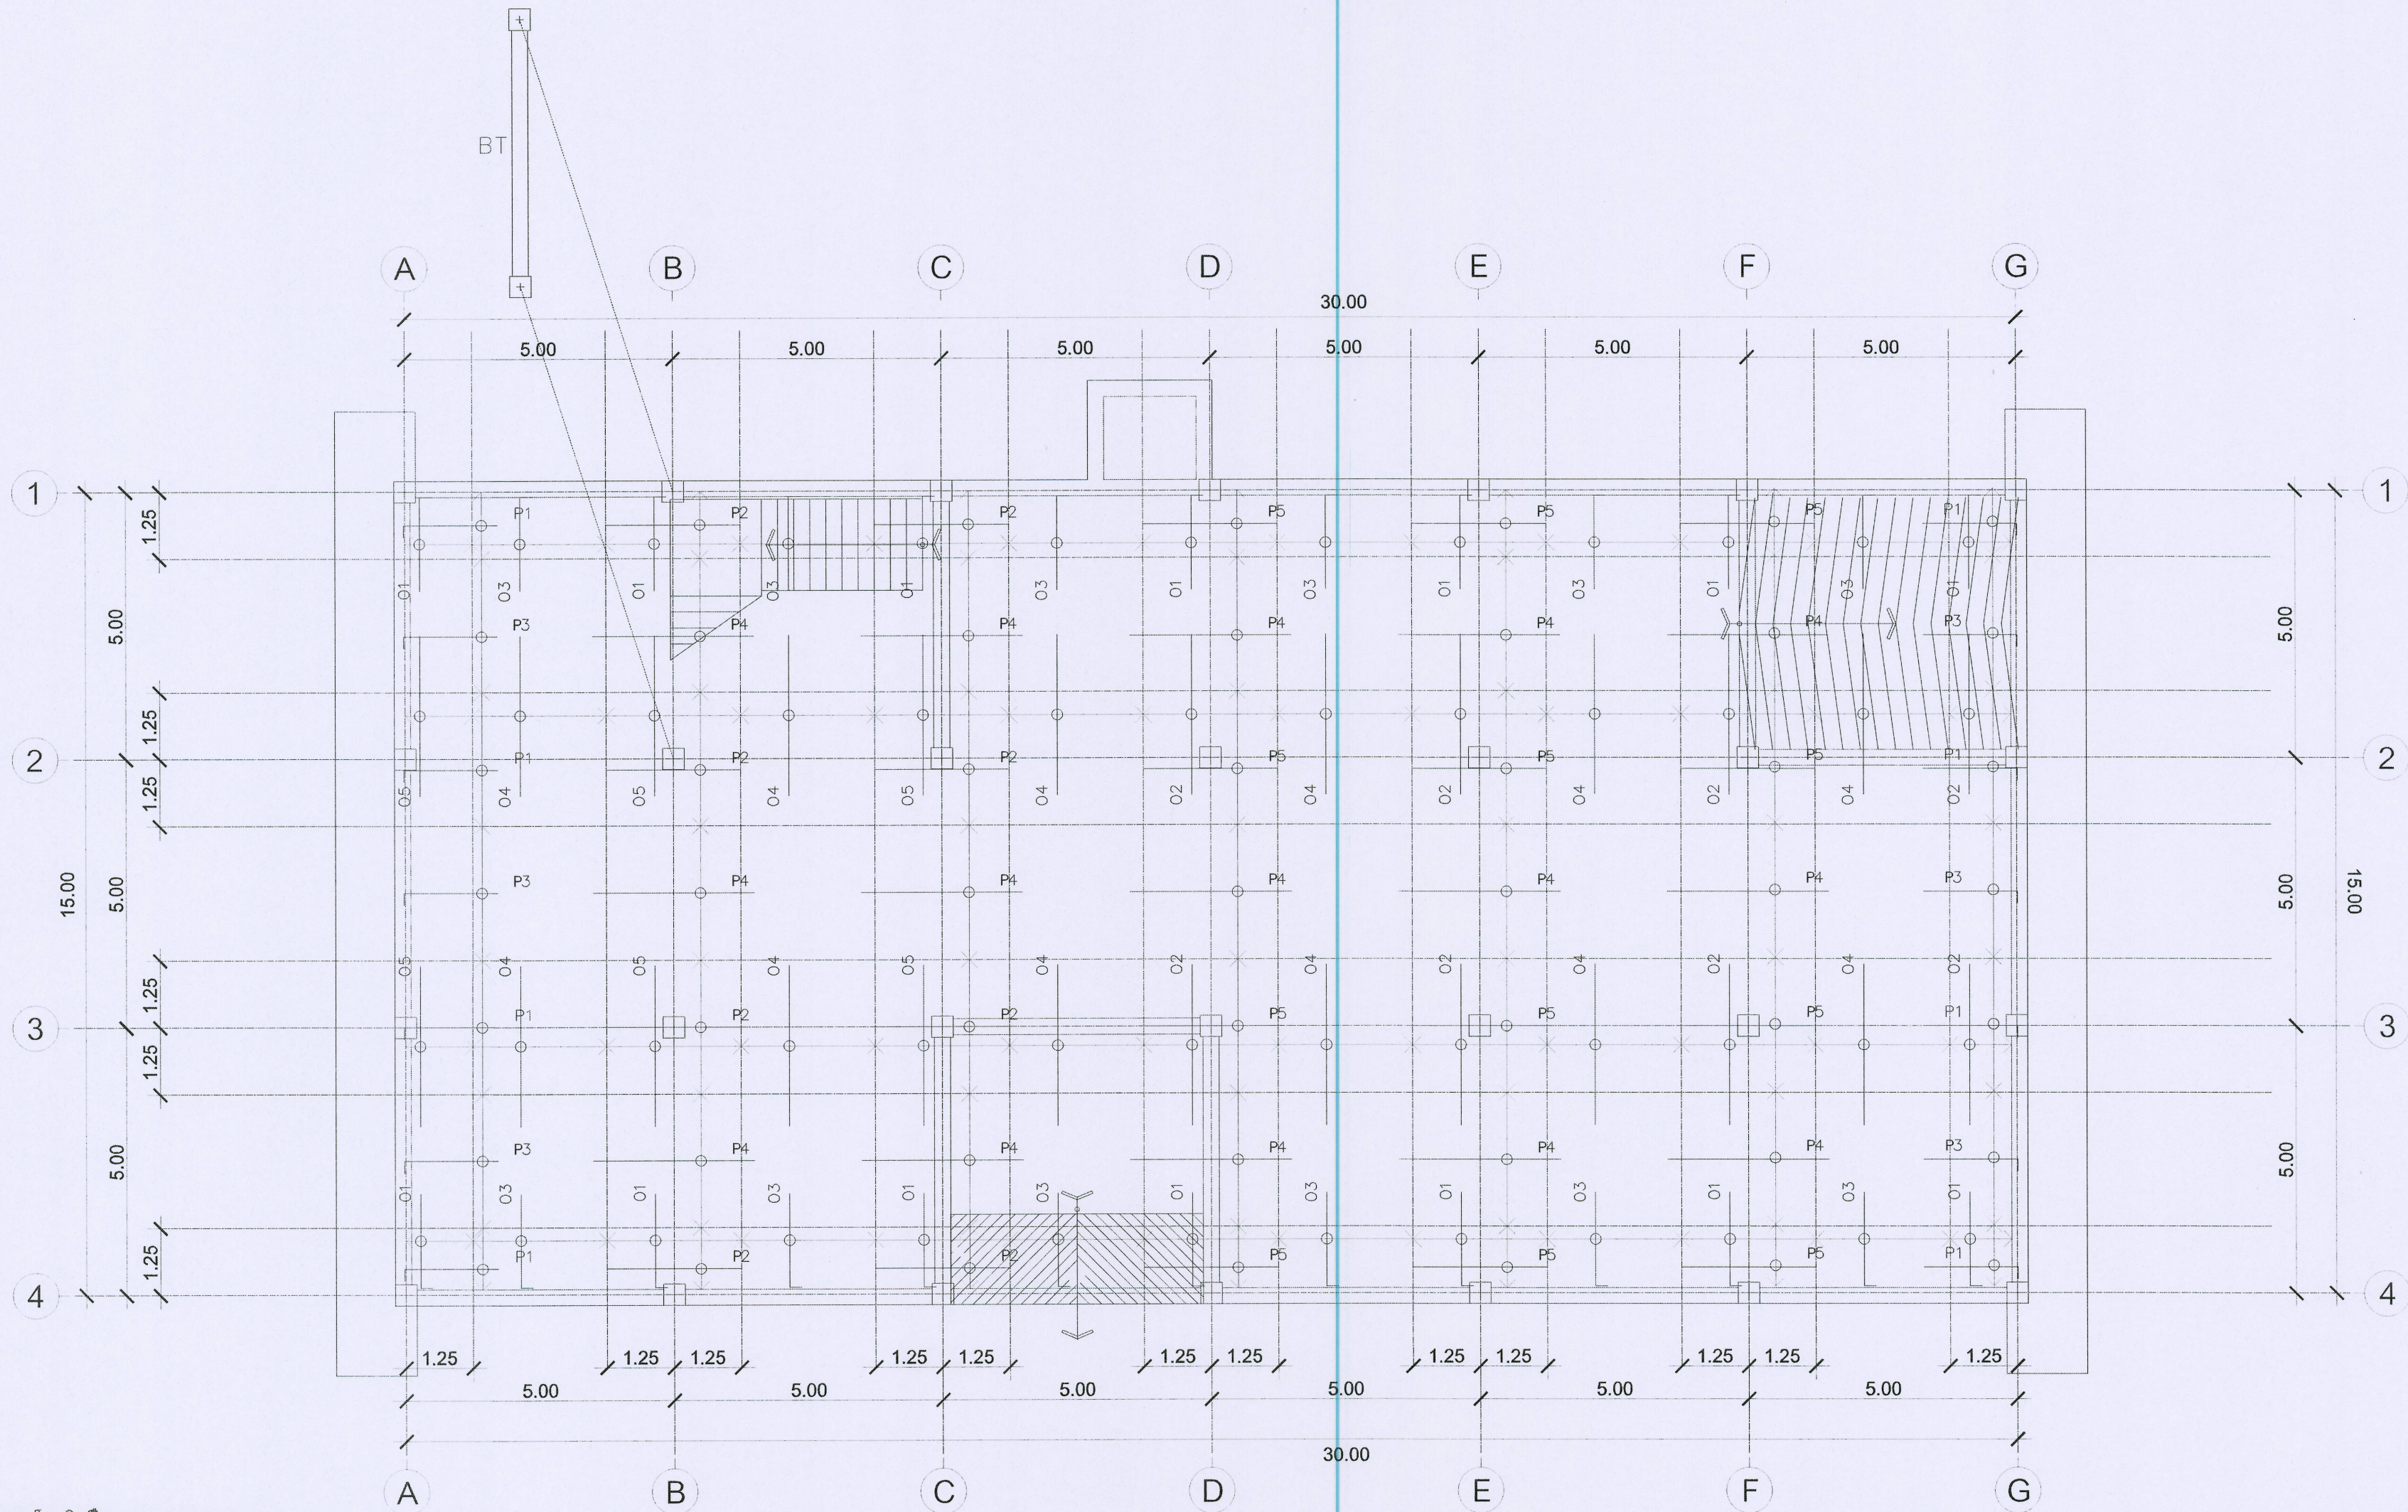

รายละเอียดเหล็กเสริมพื้น S300 หน้า 300 mm.

เหล็กเสริมพิเศษ

| NAME | DETAIL       | LENGTH (m.) | SHAPE |
|------|--------------|-------------|-------|
| P1   | DB16 @ 0.125 | 1.50        |       |
| P2   | DB16 @ 0.125 | 3.00        |       |
| P3   | DB12 @ 0.15  | 1.50        |       |
| P4   | DB12 @ 0.15  | 2.50        |       |
| P5   | DB16 @ 0.08  | 3.00        |       |
| O1   | DB16 @ 0.125 | 1.50        |       |
| O2   | DB16 @ 0.08  | 3.00        |       |
| O3   | DB12 @ 0.15  | 1.50        |       |
| O4   | DB12 @ 0.15  | 3.00        |       |
| O5   | DB16 @ 0.125 | 3.00        |       |



ผังโครงสร้างแสดงเหล็กเสริมพื้นชั้น 1 (ต่อ)  
มาตราส่วน 1:100



ชื่อโครงการ :  
โครงการพัฒนาระบบการพัฒนาระบบ  
การเกษตรและแปรรูปอาหาร  
ตำบลหนองหาร อำเภอสันทราย จังหวัดเชียงใหม่

เจ้าของโครงการ :  
มหาวิทยาลัยแม่โจ้  
จังหวัดเชียงใหม่

สถานที่ก่อสร้าง :  
ตำบลหนองหาร อำเภอสันทราย จังหวัดเชียงใหม่

ผู้ออกแบบ  
สถาปนิกที่ปรึกษา :

สถาปนิก :  
นาย ธนากร โพธิ์สวัสดิ์ รหัส 15011

วิศวกรโครงสร้าง :  
นาย ภานุวัฒน์ วิมลสันติวงษ์ สส. 12136

วิศวกรไฟฟ้า :  
นาย นววิชัย นัฐวรวิชัย สส. 4814

วิศวกรเครื่องกล :  
นาย ณัฐพล โชติแก้ว รก. 35147

วิศวกรสุขาภิบาล :  
นาย ชุมพันธ์ มณีศรี สส. 399

สถาปนิกภายใน :

แบบแสดง :  
ผังโครงสร้างเหล็กเสริมพื้นชั้น 1 (ต่อ)

มาตราส่วน :  
1:100

| REV | DATE | DESCRIPTION   | CHK'D | APP'D |
|-----|------|---------------|-------|-------|
| 1.  |      | FOR REVIEW    |       |       |
| 2.  |      | FOR WP REVIEW |       |       |
| 3.  |      | FOR APPROVED  |       |       |

FOR :

NOTE :  
USE WRITTEN DIMENSION ONLY THESE DRAWINGS ARE  
THE PROPERTY OF SPAE CO., LTD. AND NOT TO BE USED  
OR REPRODUCED WITHOUT SPECIFIC PERMISSION

เขียน :  
แบบเลขที่ :


ตรวจสอบ :  
S6-03

วันที่ :

อนุมัติ :  
รวม :  
16


ตรวจ :  
ตรวจ :  
ตรวจ :  
เห็นชอบ :  
อนุมัติ :  
หมายเหตุ :



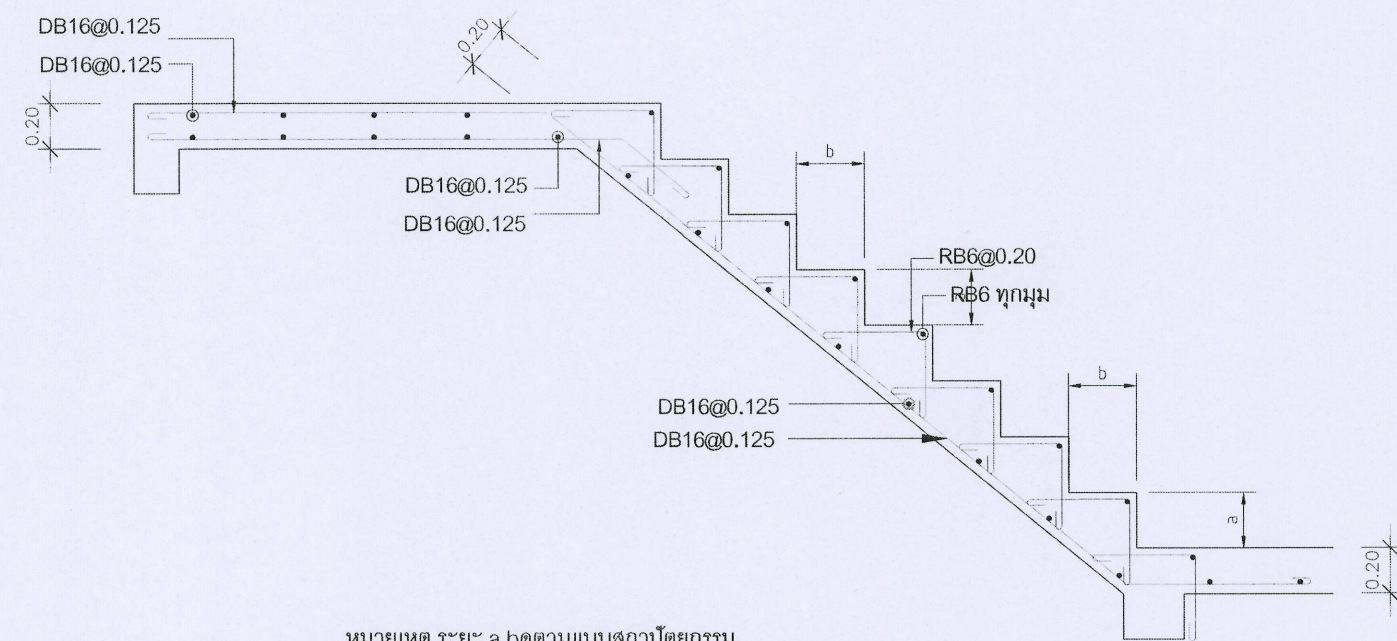


หมายเหตุ ระยะ a,b ตามแบบสถาปัตย์กรรม

ST1 A  
SCALE -:-

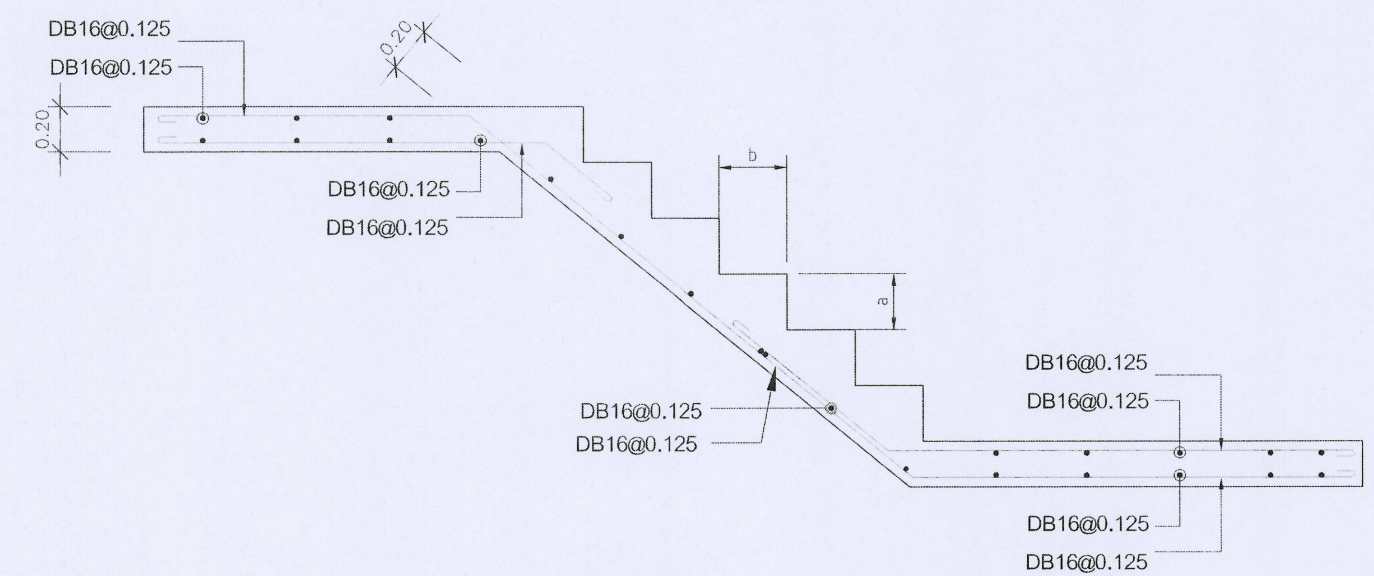


หมายเหตุ ระยะ a,b,L2,L3 ตามแบบสถาปัตย์กรรม

ST1 B  
SCALE -:-

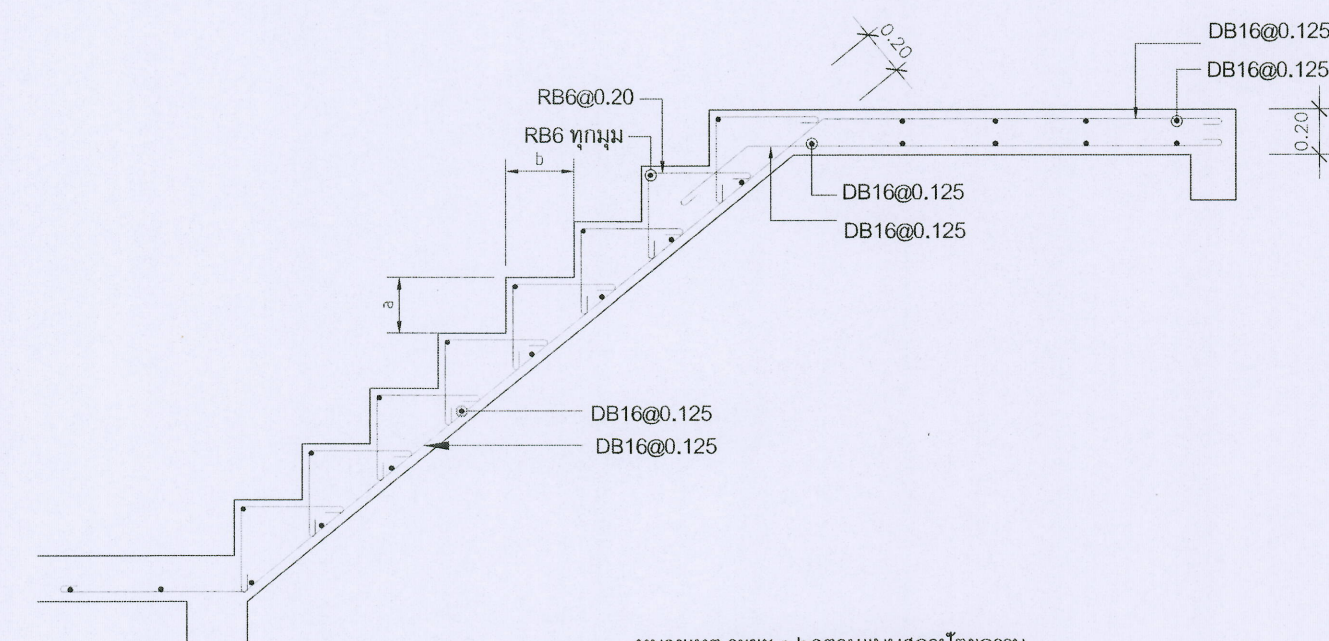


หมายเหตุ ระยะ a,b ตามแบบสถาปัตย์กรรม

ST1 C  
SCALE -:-

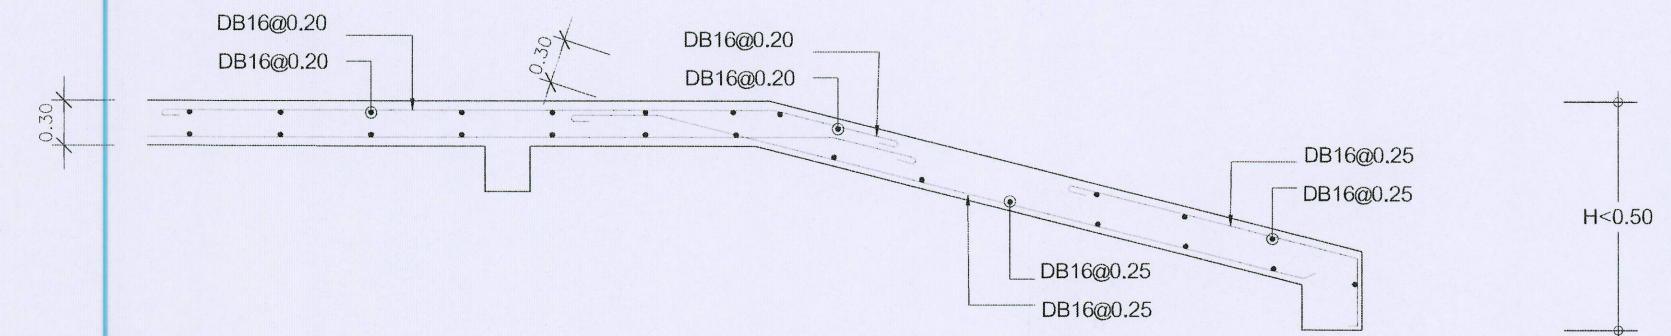

หมายเหตุ ระยะ a,b ตามแบบสถาปัตย์กรรม

R300 (B-B)  
SCALE -:-

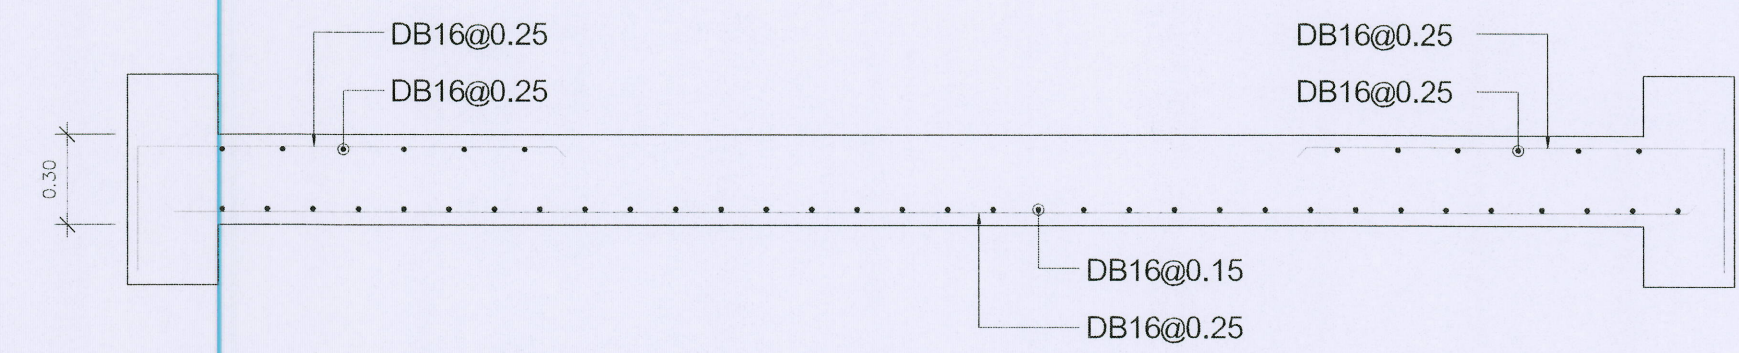

R300 (A-A)  
SCALE 1:25



ชื่อโครงการ :  
 โครงการต้นแบบการพัฒนาเครื่องจักร  
 การเกษตรและแปรรูปอาหาร  
 ตำบลหนองทราย อำเภอสันทราย จังหวัดเชียงใหม่  
 เจ้าของโครงการ :  
 มหาวิทยาลัยแม่โจ้  
 จังหวัดเชียงใหม่

สถานที่ก่อสร้าง :  
 ตำบลหนองทราย อำเภอสันทราย จังหวัดเชียงใหม่

ผู้ออกแบบ  
 สถาปนิกที่ปรึกษา :  
 สถาปนิก :  
 นาย ชนากร โพธิ์ศรีวิชัย รหัส 15011

วิศวกรโครงสร้าง :  
 นาย ภาณุศักดิ์ วิมลสันติวงษ์ รหัส 12136

วิศวกรไฟฟ้า :  
 นาย นรวิทย์ ธีรธรรมวิทย์ รหัส 13814

วิศวกรเครื่องกล :  
 นาย ณัฐพล ไชยแก้ว รหัส 35147

วิศวกรสุขาภิบาล :  
 นาย ชุมพันธ์ มณีศิริ รหัส 399

สถาปนิกภายใน :  
 แบบขยายบันได และพื้น

มาตราส่วน :  
 1:25


| REV | DATE | DESCRIPTION   | CHK'D | APP'D |
|-----|------|---------------|-------|-------|
| 1.  |      | FOR REVIEW    |       |       |
| 2.  |      | FOR WP REVIEW |       |       |
| 3.  |      | FOR APPROVED  |       |       |

FOR :  
 NOTE :  
 USE WRITTEN DIMENSION ONLY THESE DRAWINGS ARE  
 THE PROPERTY OF SPAE CO., LTD. AND NOT TO BE USED  
 OR REPRODUCED WITHOUT SPECIFIC PERMISSION

เขียน :  
 ตรวจสอบ :  
 วันที่ :  
 อนุมัติ :  
 แบบเลขที่ :  
 S6-04  
 รวม :  
 16


ตรวจ :  
 ตรวจ :  
 ตรวจ :  
 เห็นชอบ :  
 อนุมัติ :  
 หมายเหตุ :  
 หัวหน้างานจัดการ  
 ก่อสร้างและผังแม่บท  
 หัวหน้างานจัดการ  
 พลังงาน  
 ผู้อำนวยการกอง  
 กายภาพและสิ่งแวดล้อม  
 รองอธิการบดี  
 มหาวิทยาลัยแม่โจ้  
 อธิการบดี  
 มหาวิทยาลัยแม่โจ้



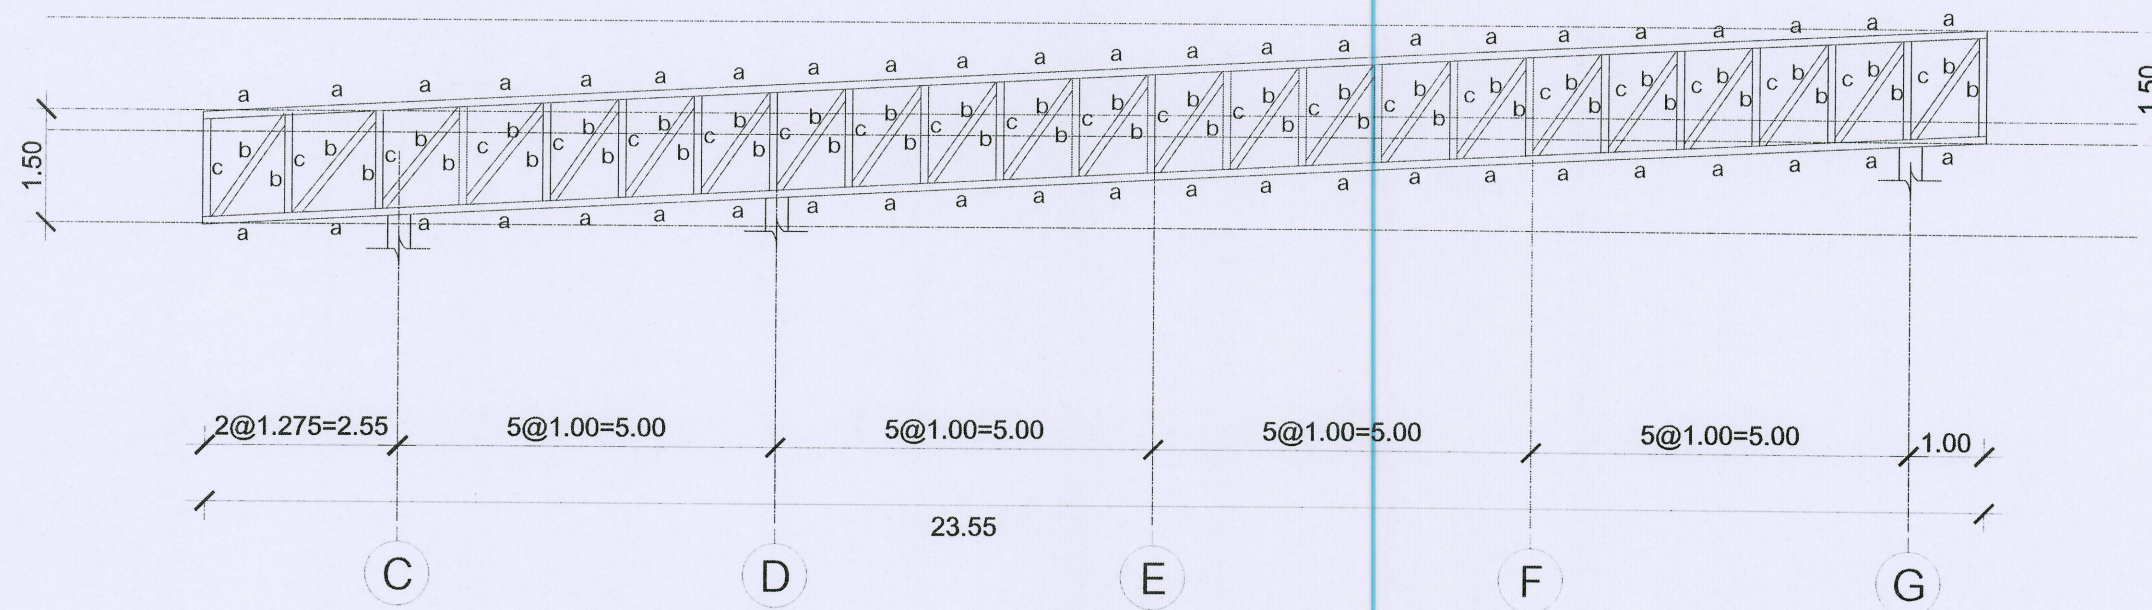


Tx1  
SCALE 1:50

a = □ 150x100x3.2 (12.00kg./m.)  
b = □ 100x100x3.2 (9.52kg./m.)  
c = □ 150x100x3.2 (12.00kg./m.)

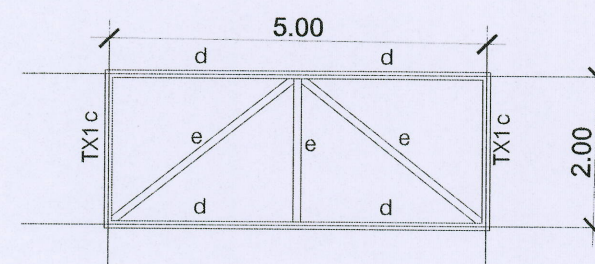

Tx2  
SCALE 1:50

c = □ 150x100x3.2 (12.00kg./m.)  
d = □ 100x50x3.2 (5.14kg./m.)  
e = □ 50x50x2.3 (3.34kg./m.)

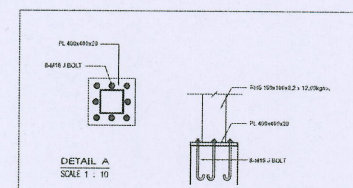

ชื่อโครงการ :  
โครงการต้นแบบการพัฒนาเครื่องจักร  
การเกษตรและแปรรูปอาหาร  
ตำบลหนองหาร อำเภอสันทราย จังหวัดเชียงใหม่

เจ้าของโครงการ :  
มหาวิทยาลัยแม่โจ้  
จังหวัดเชียงใหม่

สถานที่ก่อสร้าง :  
ตำบลหนองหาร อำเภอสันทราย จังหวัดเชียงใหม่

ผู้ออกแบบ  
สถาปนิกที่ปรึกษา :

สถาปนิก :  
นาย ธนากร โพธิ์ศรีวิชัย ภูม. 15011

วิศวกรโครงสร้าง :  
นาย ภานุศักดิ์ ชินสันติพงษ์ ภูม. 12136

วิศวกรไฟฟ้า :  
นาย นววิชัย ธีธรรมาธิกุล ภูม. 814

วิศวกรเครื่องกล :  
นาย ณัฐพล ไชยมณี ภูม. 35147

วิศวกรสุขาภิบาล :  
นาย ชุมพันธ์ วัฒนศิริ ภูม. 399

สถาปนิกภายใน :

แบบแสดง :  
แบบขยายโครงสร้างหลังคา

มาตรฐาน :  
1:100

| REV | DATE | DESCRIPTION   | CHK'D | APP'D |
|-----|------|---------------|-------|-------|
| 1.  |      | FOR REVIEW    |       |       |
| 2.  |      | FOR WP REVIEW |       |       |
| 3.  |      | FOR APPROVED  |       |       |

FOR :

NOTE :  
USE WRITTEN DIMENSION ONLY THESE DRAWINGS ARE  
THE PROPERTY OF SPAE CO., LTD. AND NOT TO BE USED  
OR REPRODUCED WITHOUT SPECIFIC PERMISSION

เขียน :  
ตรวจสอบ :  
วันที่ :  
อนุมัติ :  
รวม :  
16

ตรวจ :  
ตรวจ :  
ตรวจ :  
เห็นชอบ :  
อนุมัติ :  
หมายเหตุ :



| DWG. NO. | DRAWING LIST                                       | SCALE |
|----------|----------------------------------------------------|-------|
| EE-01    | LIST OF DRAWING, ABBREVIATION AND SYMBOLS          | NTS.  |
| EE-02    | ข้อบัญญัติและรายการประกอบแบบ                       | NTS.  |
| EE-03    | SINGLE LINE DIAGRAM & RISER DIAGRAM-1              | NTS.  |
| EE-04    | RISER DIAGRAM- 2                                   | NTS.  |
| EE-05    | LOAD SCHEDULE                                      | NTS.  |
| EE-06    | คำนวณงานไฟฟ้าแรงสูง ระดับแรงดันแรงดันสี่ลวด        | 1:200 |
| EE-07    | เปลี่ยนระบบไฟฟ้าแรงสูง จำนวน 1                     | 1:100 |
| EE-08    | เปลี่ยนระบบไฟฟ้าแรงสูง จำนวน 2                     | 1:100 |
| EE-09    | เปลี่ยนระบบไฟฟ้ากำลัง จำนวน 1                      | 1:100 |
| EE-10    | เปลี่ยนระบบไฟฟ้ากำลัง จำนวน 2                      | 1:100 |
| EE-11    | เปลี่ยนระบบไฟฟ้าสี่ลวด จำนวน 1                     | 1:100 |
| EE-12    | เปลี่ยนระบบไฟฟ้าสี่ลวด จำนวน 2                     | 1:100 |
| EE-13    | เปลี่ยนระบบแรงดันชุดพลังไหม้ จำนวน 1               | 1:100 |
| EE-14    | เปลี่ยนระบบแรงดันชุดพลังไหม้ จำนวน 2               | 1:100 |
| EE-15    | เปลี่ยนระบบป้องกันอันตรายจากฟ้าผ่า พื้นดิน จำนวน 1 | 1:100 |
| EE-16    | เปลี่ยนระบบป้องกันอันตรายจากฟ้าผ่า พื้นดิน จำนวน 2 | 1:100 |
| EE-17    | TYPICAL DETAIL                                     | NTS.  |

| ABBREVIATION |                                                       |
|--------------|-------------------------------------------------------|
| ABB.         | DESCRIPTION                                           |
| A            | Ampere                                                |
| AC           | Alternating Current                                   |
| AF           | Frame Size of Circuit Breaker in Ampere               |
| AT           | Setting of Overload Trip of Circuit Breaker in Ampere |
| AFF          | Above Finish Floor                                    |
| ACL          | Above Ceiling                                         |
| C            | Capacitors                                            |
| CCP          | Central Control Panel                                 |
| Ckt          | Circuit                                               |
| DC           | Direct Current                                        |
| DP           | Distribution Panel Board                              |
| deg.C.       | Degree Celsius                                        |
| Dia          | Diameter                                              |
| E            | EARTH, GROUND                                         |
| E or EMT     | Electrical Metallic Tubing                            |
| F or FDR     | Feeder                                                |
| ELCB         | Earth Leakage Circuit Breaker                         |
| GFCI         | Ground-Fault Circuit Interrupter                      |
| HH           | Handhole                                              |
| HV           | High Voltage                                          |
| HDPE         | High Density Polyethelyn                              |
| I or IMC     | Intermediate Metallic Conduit                         |
| IC           | Interrupting Capacity ( Breaking capacity )           |
| K            | Relays and Contactors                                 |
| L            | Inductors                                             |
| L1           | Phase Conductor 1                                     |
| L2           | Phase Conductor 2                                     |
| L3           | Phase Conductor 3                                     |
| L+           | Positive Conductor                                    |
| L-           | Negative Conductor                                    |
| LC           | Load Center Panel                                     |
| LB           | Load Break Switch                                     |
| LV           | Low Voltage                                           |
| Lx           | Lux                                                   |
| M            | Motors                                                |
| MH           | Manhole                                               |
| MDF          | Main Distribution Frame (Telephone)                   |
| MDP          | Main distribution panelboard                          |
| N            | Neutral                                               |
| P or PB      | Pull Box                                              |
| Ph or $\phi$ | Phase                                                 |
| PE           | Protetive Contactors                                  |
| PP           | Power Panelboard                                      |
| PABX         | Private Automatic Branch Exchange                     |
| R            | Resistors                                             |
| R or RSC     | Rigid PVC Conduit, Thick Wall Type                    |
| S            | Switches and Selectors                                |
| SDP          | Sub Distribution Panelboard                           |
| T            | TRANSFORMERS                                          |
| TC           | Telephone Terminal Cabinet                            |
| V            | Volt                                                  |
| VA           | Volt-Ampere                                           |
| W            | Watt                                                  |

| SYMBOL | DESCRIPTION                                                                           |
|--------|---------------------------------------------------------------------------------------|
|        | TRANSFORMER                                                                           |
|        | GENERATOR                                                                             |
|        | HIGH VOLTAGE LOAD BREAK SWMTH                                                         |
|        | HIGH VOLTAGE CIRCUIT BREAKER (FIXED TYPE)                                             |
|        | HIGH VOLTAGE CIRCUIT BREAKER (DRAWN OUT TYPE)                                         |
|        | EARTHING SWITCH                                                                       |
|        | LIGHTNING ARRESTER                                                                    |
|        | POTENTIAL TRANSFORMER                                                                 |
|        | CURRENT TRANSFORMER                                                                   |
|        | LOW VOLTAGE CIRCUIT BREAKER (FIXED TYPE)                                              |
|        | LOW VOLTAGE CIRCUIT BREAKER (DRAWN OUT TYPE)                                          |
|        | MOTOR OPERATION                                                                       |
|        | KEY INTERLOCK                                                                         |
|        | SHUNT TRIP COIL                                                                       |
|        | UNDERVOLTAGE RELEASE TRIP COIL                                                        |
|        | CLOSING COIL                                                                          |
|        | SURGE PROTECTION DEVICE                                                               |
|        | GROUND ROD                                                                            |
|        | GROUND BAR                                                                            |
|        | DIGITAL POWER METER                                                                   |
|        | AMMETER                                                                               |
|        | VOLT METER                                                                            |
|        | AMP. SELECTOR SWITCH                                                                  |
|        | VOLT. SELECTOR SWITCH                                                                 |
|        | POWER FACTOR METER                                                                    |
|        | FREQUENCY METER                                                                       |
|        | KILOWATT METER                                                                        |
|        | KILOWATTHOUR METER                                                                    |
|        | POWER FACTOR CONTROLLER                                                               |
|        | PILOT LAMP                                                                            |
|        | HRC FUSE                                                                              |
|        | UNDERVOLTAGE RELAY                                                                    |
|        | PHASE SEQUENCE VOLTAGE RELAY                                                          |
|        | TRANSFORMER TEMPERATURE RELAY (ALARM CONDITION)                                       |
|        | TRANSFORMER TEMPERATURE RELAY (TRIPPING CONDITION)                                    |
|        | OVERCURRENT AND INSTANTANEOUS TRIP RELAY                                              |
|        | OVERVOLTAGE RELAY                                                                     |
|        | TRANSFORMER FAULT PRESSURE RELAY                                                      |
|        | GROUND PROTECTION RELAY                                                               |
|        | CAPACITOR BANK                                                                        |
|        | NORMALLY OPENED CONTACT                                                               |
|        | NORMALLY CLOSED CONTACT                                                               |
|        | OPERATING COIL FOR RELAY OR CONTACTOR                                                 |
|        | MAIN DISTRIBUTION BOARD                                                               |
|        | LOAD PANEL NUMBER X                                                                   |
|        | BRANCH CIRCUIT HOME RUN TO PANEL BOARD INDICATES NUMBER OF CIRCUIT BY NUMBER OF ARROW |
|        | BRANCH CIRCUIT HOME RUN TO PANEL BOARD INDICATES NUMBER OF CIRCUIT BY NUMBER OF ARROW |
|        | SHUNT CLOSED                                                                          |

| SYMBOL                                                                              |    | DESCRIPTION                                               |
|-------------------------------------------------------------------------------------|----|-----------------------------------------------------------|
|  |    | COLOR CCTV MONITOR                                        |
|  |    | FIXED DOME IP CAMERA 2 MEGA PIXEL                         |
|  | wp | FIXED DOME IP CAMERA 2 MEGA PIXEL W/WEATHER PROOF HOUSING |

| SYMBOL                                                                              | DESCRIPTION                                                                                                                                            |
|-------------------------------------------------------------------------------------|--------------------------------------------------------------------------------------------------------------------------------------------------------|
|  | RECESSED MOUNTED DOWNLIGHT LED 1x24W. COOLWHITE ( PANKL LIGHT LED 24W ~ 2,000 LUMENS )                                                                 |
|  | 30x120CM. SURFACE MOUNTED ACRYLIC DIFFUSER TYPE. WITH LED TB 2x18W. COOLWHITE 1-2200 LUMENS                                                            |
|  | 60x120CM. RECESSED MOUNTED LOUVER TYPE. WITH LED TB 2x18W. COOLWHITE 1-2200 LUMENS                                                                     |
|  | 60x120CM. RECESSED TYPE WITH LED TB 2x18W. COOLWHITE 1-2200 LUMENS (CLEANROOM TYPE)                                                                    |
|  | LED HIGHBAY 1x120W FIED ANGLE 45°, >200 LUMEN AT 8M.                                                                                                   |
|  | SINGLE SIDED EXIT LIGHT 1x5W. NICKEL METAL HYDRIDE BATTERY 2HRS. STANDBY<br>WITH AUTO-CHARGE & AUTO TEST SINGLE SIDE (พิกัดไฟให้เขียนไปตามทิศทางลูกศร) |
|  | DOUBLE SIDED EXIT LIGHT 1x5W. NICKEL METAL HYDRIDE BATTERY 2HRS. STANDBY<br>WITH AUTO-CHARGE & AUTO TEST DOUBLE SIDE (พิกัดไฟให้เขียนไปตามทิศทางลูกศร) |
|  | 2x6W. LED BULD 120VC EMERGENCY BATTERY UNIT 3HR STANDBY,SEALED LEAD<br>AOD BATT W/AUTO-CHARGE & AUTO TEST                                              |
|  | STREET LIGHT LED 80 W. HIGH 6.00m.                                                                                                                     |
|  | 15A 250V. SWITCH MODERN PLATE                                                                                                                          |
|  | 15A 250V. TWO WAY SWITCH MODERN PLATE                                                                                                                  |
|  | 2P + G 10A. 250V DUPLEX UNIVERSAL RECEPTACLE MODERN PLATE (FFL+300MM.)                                                                                 |
|  | 2P + G 10A. 250V DUPLEX UNIVERSAL RECEPTACLE WEATHER PROOF (FFL+1000MM.)                                                                               |
|  | 2P + G 10A. 250V DUPLEX UNIVERSAL RECEPTACLE MODERN PLATE POP-UP                                                                                       |
|  | JUNCTION BOX. FOR EXHAUST FAN                                                                                                                          |
|  | JUNCTION BOX. FOR AIR CONDITIONER                                                                                                                      |
|  | JUNCTION BOX. FOR ACCESS CONTROL                                                                                                                       |
|                                                                                     | NOTE : FOR LIGHTING FIXTURE ALL TYPE , PLEASE SEE MORE DETAIL FOR SPECIFICATION AND INSTALLATION ON INTERIOR DWG. OR LANDSCAPE DWG.                    |

| LUMINAIRE CODE         | SYMBOL                                                                                | DESCRIPTION                                                                            | MANUFACTURER OF LUMINAIRE | MANUFACTURER OF LAMP & INTERNAL COMPONENT | DRAWING                                                                                               | REMARK                        |
|------------------------|---------------------------------------------------------------------------------------|----------------------------------------------------------------------------------------|---------------------------|-------------------------------------------|-------------------------------------------------------------------------------------------------------|-------------------------------|
| GENERAL LUMINAIRE TYPE |                                                                                       |                                                                                        |                           |                                           |                                                                                                       |                               |
|                        |  | โคมไฟ LED 80W (>11200 LUMEN OUTPUT)<br>แสง DAY LIGHT 5700K                             | - PHILIPS<br>- LAE        | - PHILIPS<br>- OSRAM                      |                  | * CHOOSD BY INTERIA DESIGNER* |
|                        |  | 1x18 WATT FACTORY TYPE 2,100lm(LED)                                                    | - PHILIPS<br>- LAE        | - PHILIPS<br>- OSRAM                      |                  | * CHOOSD BY INTERIA DESIGNER* |
|                        |  | 2x18 WATT BARE TYPE 2,100lm(LED)                                                       | - PHILIPS<br>- LAE        | - PHILIPS<br>- OSRAM                      |                  | * CHOOSD BY INTERIA DESIGNER* |
|                        |  | 60x120CM. RECESSED TYPE WITH LED T8 2x18W.<br>COOLWHITE 2x2100 LUMENS (CLEANROOM TYPE) | - PHILIPS<br>- LAE        | - PHILIPS<br>- OSRAM                      |                  | * CHOOSD BY INTERIA DESIGNER* |
|                        |  | 30x120CM. RECESSED MOUNTED LOUVER TYPE WITH<br>LED T8 1x18W. COOLWHITE 1x2100 LUMENS   | - PHILIPS<br>- LAE        | - PHILIPS<br>- OSRAM                      |                  | * CHOOSD BY INTERIA DESIGNER* |
|                        |  | 60x120CM. RECESSED MOUNTED LOUVER TYPE WITH<br>LED T8 2x18W. COOLWHITE 2x2100 LUMENS   |                           |                                           |                                                                                                       |                               |
|                        |  | RECESSED MOUNTING TYPE 12w 1,300lm(LED)                                                | - PHILIPS<br>- LAE        | - PHILIPS<br>- OSRAM                      | <br>1 x 12 W LED | * CHOOSD BY INTERIA DESIGNER* |

| SYMBOL                                                                              | DESCRIPTION                                                      |
|-------------------------------------------------------------------------------------|------------------------------------------------------------------|
|  | FIRE ALARM CONTROL PANEL                                         |
|  | GRAPHIC ANNUNCIATOR BOARD                                        |
|  | FIRE ALARM TERMINAL BOX                                          |
|  | MONITOR MODULE                                                   |
|  | CONTROL MODULE                                                   |
|  | MANUAL STATION WITH KEY OPERATE                                  |
|  | ALARM BELL                                                       |
|  | SMOKE DETECTOR                                                   |
|  | HEAT DETECTOR, COMBINATION TYPE                                  |
|  | VOICE TONE ALARM LOUDSPEAKER                                     |
|  | TELEPHONE JACK                                                   |
|  | REMOTE INDICATING LAMP                                           |
|  | END OF LINE RESISTOR                                             |
|  | ADDRESSABLE SMOKE DETECTOR (OPERATING TEMPERATURE -20°C to 66°C) |

| SYMBOL                                                                              | DESCRIPTION                         |
|-------------------------------------------------------------------------------------|-------------------------------------|
|  | PRIVATE BRANCH EXCHANGE             |
|  | MAIN DISTRIBUTION FRAME             |
|  | TELEPHONE JUNCTION                  |
|  | 4 PIN TELEPHONE OUTLET MODULAR JACK |
|  | WIRELESS ACCESS POINT               |
|  | COMPUTER OUTLET R45                 |



โรงงานต้นแบบการพัฒนาเครื่องจักร  
การเกษตรและแปรรูปอาหาร  
ตำบลหนองหาร อำเภอสันทราย จังหวัดเชียงใหม่

มหาวิทยาลัยแม่โจ้  
จังหวัดเชียงใหม่

ตำบลหนองหาร อำเภอสันทราย จังหวัดเชียงใหม่

สถานปณิกที่ปรึกษา :

**ภาค 15011**

අංක 12136

4814

ՌՆ 35147

৳ 399

## LIST OF DRAWING, ABBREVIATION AND SYMBOLS

NTS

| REV | DATE | DESCRIPTION   | CHK'D | APP'D |
|-----|------|---------------|-------|-------|
| 1.  |      | FOR REVIEW    |       |       |
| 2.  |      | FOR WP REVIEW |       |       |
| 3.  |      | FOR APPROVED  |       |       |
|     |      |               |       |       |

 
 
 
 
 
NOTE :  
USE WRITTEN DIMENSION ONLY THESE DRAWINGS ARE  
THE PROPERTY OF SPAE CO., LTD. AND NOT TO BE USED  
OR REPRODUCED WITHOUT SPECIFIC PERMISSION

แบบเลขที่ :

E-01


**M :**

17

|          |                                                                                       |                                        |
|----------|---------------------------------------------------------------------------------------|----------------------------------------|
| ศร.๑     |  | หัวหน้างานจัดการ<br>การส่งและรับมอบ    |
| ศร.๑     |  | หัวหน้างานจัดการ<br>พลังงาน            |
| ศร.๑     |  | ผู้อำนวยการกอง<br>การพยาบาลสิ่งแวดล้อม |
| เห็นชอบ  |  | รองอธิการบดี                           |
| อนุมัติ  |  | มหาวิทยาลัยแม่โจ้<br>ธัญบุรี           |
| นายแพทย์ |  | มหาวิทยาลัยแม่โจ้                      |



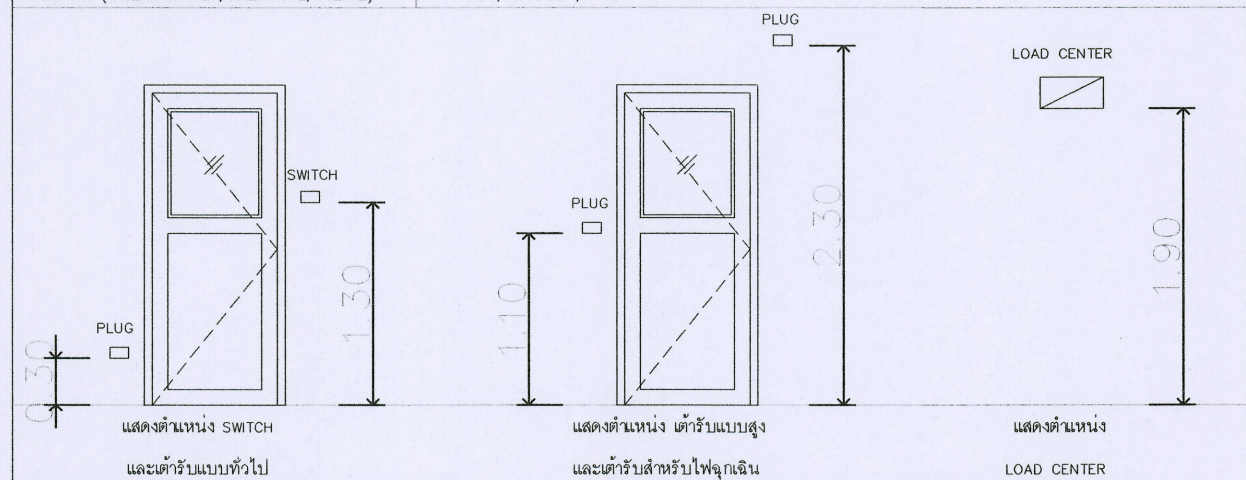

| แบบระบบวิศวกรรมไฟฟ้า                                                              |                                                                                                                                                                                                                                                                                                                                                                                              | รายการประกอบแบบระบบวิศวกรรมไฟฟ้า |                                                                                                                                                                                                                  | สวิตช์และตัวรับไฟฟ้า        | – สวิตช์และตัวรับไฟฟ้ารวมทั้งอุปกรณ์ประกอบต้องเป็นผลิตภัณฑ์ยอกันทั้งหมดทั้งอาคาร ผลิตขึ้นและมีคุณสมบัติตามมาตรฐาน มอก. IEC หรือ VDE และเป็นผลิตภัณฑ์จากผู้ผลิตที่ผู้ว่าจ้างเชื่อถือ โดยผู้รับจ้างเป็นผู้จัดหาให้ผู้ว่าจ้างพิจารณาเห็นชอบและเห็นชอบก่อนดำเนินการติดตั้ง |
|-----------------------------------------------------------------------------------|----------------------------------------------------------------------------------------------------------------------------------------------------------------------------------------------------------------------------------------------------------------------------------------------------------------------------------------------------------------------------------------------|----------------------------------|------------------------------------------------------------------------------------------------------------------------------------------------------------------------------------------------------------------|-----------------------------|------------------------------------------------------------------------------------------------------------------------------------------------------------------------------------------------------------------------------------------------------------------------|
| บัญชีรายการอุปกรณ์มาตรฐาน                                                         |                                                                                                                                                                                                                                                                                                                                                                                              | รายการประกอบแบบระบบวิศวกรรมไฟฟ้า |                                                                                                                                                                                                                  |                             |                                                                                                                                                                                                                                                                        |
| หม้อแปลงไฟฟ้า                                                                     | เอกรัฐ เจริญชัย QTC                                                                                                                                                                                                                                                                                                                                                                          | หม้อแปลงไฟฟ้า                    | – เป็นผลิตภัณฑ์มาตรฐานจากโรงงาน ซึ่งผลิตอุปกรณ์นี้ประจำ หรือตรวจสอบตามมาตรฐาน NEMA,ANSI,TIS และของการไฟฟ้าส่วนภูมิภาค                                                                                            | ระบบโทรศัพท์                | – แผงกระจายหลัก (MDF) ต้องทำด้วยแผ่นเหล็กหนาไม่น้อยกว่า 1.6 มม และติดตั้งกับตู้พักภายในตู้ MDF ชั่วถาวรภายในเป็นแบบ CROSS CONNECT TYPE                                                                                                                                 |
| MDB                                                                               | ASEFA, C&T, SCHNEIDER ELECTRIC                                                                                                                                                                                                                                                                                                                                                               |                                  | – หากไม่ได้กำหนดไว้ ให้ใช้เป็นหม้อแปลงไฟฟ้าแบบ ปิดสนิท HERMETICALLY SEALED หรือที่ระบุไว้ตามแบบก่อสร้าง                                                                                                          |                             | – สายโทรศัพท์จาก MDF ไปยังตู้ TC เป็นชนิด TPEV ขนาด 0.65 sq.mm. และสายโทรศัพท์จาก TC ถึงตัวรับเป็นชนิด TIEV ขนาด 0.65 sq.mm.เดินในท่อโลหะ หรือ ตามที่กำหนดในแบบพิมพ์ ห้ามร้อยสายโทรศัพท์ร่วมกับท่อและกล่องต่อสายไฟฟ้า ตัวรับโทรศัพท์เป็นชนิด 4 wire , MODULAR JACK     |
| ตู้ร้อยสายไฟฟ้า                                                                   | ตู้ร้อยสายแบบโลหะ                                                                                                                                                                                                                                                                                                                                                                            |                                  | – คุณสมบัติตาม มอก. 384–2543                                                                                                                                                                                     |                             | – สายโทรศัพท์จากตู้ที่มีท่อและกล่องต่อสายไฟฟ้า ตัวรับโทรศัพท์เป็นชนิด 4 wire , MODULAR JACK                                                                                                                                                                            |
| ตู้ร้อยสายแบบโลหะ                                                                 | EAGLE , HACO , ท่อน้ำไทย                                                                                                                                                                                                                                                                                                                                                                     |                                  | – การติดตั้งให้เป็นไปตามข้อกำหนดในบทที่ 6 ของมาตรฐานการติดตั้งทางไฟฟ้าแห่งประเทศไทย ฉบับล่าสุด                                                                                                                   |                             |                                                                                                                                                                                                                                                                        |
| สายไฟฟ้า                                                                          | THAI YAZAKI, PHELPS DODGE,BANGKOK CABLE, MCI                                                                                                                                                                                                                                                                                                                                                 |                                  |                                                                                                                                                                                                                  | ระบบโทรศัพท์ (MATV)         | – ตัวรับสัญญาณโทรศัพท์ในแบบฝังเรียกเก็บเงิน และมีสัญญาณในตัวรับโทรศัพท์ทั้งหมดไมต่ำกว่า 60 db และไม่เกิน 80 db                                                                                                                                                         |
| ดวงโคมไฟฟ้า                                                                       | L&E, PHILIPS, VCK, DELIGHT                                                                                                                                                                                                                                                                                                                                                                   |                                  |                                                                                                                                                                                                                  |                             | – สายสัญญาณให้ใช้แบบ COAXIAL CABLE มี IMPEDANCE 75 โอห์มทั้งหมด ขนาดไมต่ำกว่า RG–6 เดินในท่อ IEC                                                                                                                                                                       |
| หลอดไฟฟ้า LED                                                                     | PHILIPS, OSRAM,SYLVANIA,GE                                                                                                                                                                                                                                                                                                                                                                   |                                  |                                                                                                                                                                                                                  |                             | คุณสมบัติตามมาตรฐาน มอก. IEC หรือ VDE และเป็นผลิตภัณฑ์จากผู้ผลิตที่ผู้ว่าจ้างเชื่อถือ โดยผู้รับจ้างเป็นผู้จัดหาให้ผู้ว่าจ้างพิจารณาเห็นชอบและเห็นชอบก่อนดำเนินการติดตั้ง                                                                                               |
| สวิตช์,ตัวรับไฟฟ้าและอื่นๆ                                                        | PANASONIC, BTICINO, CLIPSAL                                                                                                                                                                                                                                                                                                                                                                  |                                  |                                                                                                                                                                                                                  | ระบบสัญญาณแจ้งเหตุเพลิงไหม้ | – การติดตั้งอุปกรณ์แจ้งเหตุเพลิงไหม้ต้องเป็นไปตามมาตรฐานระบบแจ้งเหตุเพลิงไหม้ของวิศวกรรมสถานแห่งประเทศไทยฉบับล่าสุด NFPA และ NEC                                                                                                                                       |
| ระบบโทรศัพท์                                                                      | ตู้ต่อสายโทรศัพท์                                                                                                                                                                                                                                                                                                                                                                            |                                  |                                                                                                                                                                                                                  |                             |                                                                                                                                                                                                                                                                        |
|                                                                                   | สายโทรศัพท์                                                                                                                                                                                                                                                                                                                                                                                  |                                  |                                                                                                                                                                                                                  |                             |                                                                                                                                                                                                                                                                        |
| ระบบโทรทัศน์                                                                      | อุปกรณ์กระจายสัญญาณ                                                                                                                                                                                                                                                                                                                                                                          |                                  |                                                                                                                                                                                                                  |                             |                                                                                                                                                                                                                                                                        |
|                                                                                   | สายโทรทัศน์                                                                                                                                                                                                                                                                                                                                                                                  |                                  |                                                                                                                                                                                                                  |                             |                                                                                                                                                                                                                                                                        |
| สัญญาณแจ้งเหตุเพลิงไหม้                                                           | EST, MIRTONE, SIMEN, NOTIFIER                                                                                                                                                                                                                                                                                                                                                                |                                  |                                                                                                                                                                                                                  |                             |                                                                                                                                                                                                                                                                        |
| ระบบโทรศัพท์วงจรปิด                                                               | HIKVISION, HI–VIEW, DAHUO                                                                                                                                                                                                                                                                                                                                                                    |                                  |                                                                                                                                                                                                                  |                             |                                                                                                                                                                                                                                                                        |
| ระบบคอมพิวเตอร์                                                                   | CISCO , ALLIED TELESYN , LINK                                                                                                                                                                                                                                                                                                                                                                |                                  |                                                                                                                                                                                                                  |                             |                                                                                                                                                                                                                                                                        |
|                                                                                   | สายคอมพิวเตอร์ CAT6                                                                                                                                                                                                                                                                                                                                                                          |                                  |                                                                                                                                                                                                                  |                             |                                                                                                                                                                                                                                                                        |
| DIGITAL kWh METER                                                                 | SCHNEIDER ELECTRIC, CIRCUTOR, SOCOMEX                                                                                                                                                                                                                                                                                                                                                        |                                  |                                                                                                                                                                                                                  |                             |                                                                                                                                                                                                                                                                        |
| EMERGENCY LIGHT                                                                   | PANASONIC , CEE , EML , DELIGHT , SUNNY                                                                                                                                                                                                                                                                                                                                                      |                                  |                                                                                                                                                                                                                  |                             |                                                                                                                                                                                                                                                                        |
| SURGE ARRESTER                                                                    | SCHNEIDER ELECTRIC, CIRPROTEC, LOVATO, PHOENIX CONTACT                                                                                                                                                                                                                                                                                                                                       |                                  |                                                                                                                                                                                                                  |                             |                                                                                                                                                                                                                                                                        |
| รางเหล็ก (เคเบิลแลตเตอร์,เคเบิลทราย,วาล์ว)                                        | TIC , TAMCO , KJL                                                                                                                                                                                                                                                                                                                                                                            |                                  |                                                                                                                                                                                                                  |                             |                                                                                                                                                                                                                                                                        |
|  |                                                                                                                                                                                                                                                                                                                                                                                              |                                  |                                                                                                                                                                                                                  | การต่อลงดิน                 | – ความต้านทานของระบบดิน ต้องมีค่าไม่เกิน 5 โอห์ม                                                                                                                                                                                                                       |
| รายละเอียดข้อกำหนดงานทั่วไป                                                       | – ผู้รับจ้างจะต้องจัดทำวัสดุอุปกรณ์ และงาน เครื่องมือ เครื่องใช้ทั้งหมด ทำการติดตั้งระบบไฟฟ้าทั้งหมดภายในแต่จำเป็นต้องทำ และภายนอกอาคาร รวมทั้งระบบอื่นๆที่เกี่ยวข้อง ซึ่งมีอาจแสดงไว้ เพื่อให้ทราบระบบต่างๆ เครื่องมือหรืออุปกรณ์ที่ใช้งานได้ โดยเป็นไปตามมาตรฐานการติดตั้งไฟฟ้าสำหรับประเทศไทย หรือมาตรฐานที่การไฟฟ้ายอมรับ เช่น IEC, BS,ANSI,NEMA,DIN,VDE,UL,JIS,AS โดยที่การไฟฟ้าเห็นชอบ | ตู้ร้อยสายไฟฟ้า                  | – ตู้ร้อยสายไฟฟ้าโลหะต้องผลิตและมีคุณภาพตาม มอก. 770–2533 และตู้ร้อยสายไฟฟ้าแบบพิเศษ (HOPE) ต้องผลิตและมีคุณสมบัติตาม มอก. 216–2524 สำหรับตู้ร้อยสายไฟฟ้าแบบพิเศษ (HOPE) ต้องผลิตและมีคุณสมบัติตาม มอก. 982–2533 | การตรวจสอบ                  | – เมื่อทำการเดินสายและติดตั้งอุปกรณ์เสร็จเรียบร้อยแล้ว ก่อนที่จะอนุญาตทำการจ่ายกระแสไฟฟ้า ต้องทำการตรวจสอบสายไฟฟ้าดังต่อไปนี้                                                                                                                                          |
|                                                                                   |                                                                                                                                                                                                                                                                                                                                                                                              |                                  |                                                                                                                                                                                                                  |                             | – ในระบบแรงดันต่ำให้ดำเนินการตามข้อบังคับหรือตามมาตรฐานที่การไฟฟ้ากำหนด ส่วนระบบไฟฟ้าแรงสูงให้เป็นไปตามข้อกำหนดของ กฟผ.                                                                                                                                                |
| สายไฟฟ้า                                                                          | – สายไฟฟ้าที่นำมาใช้ติดตั้งต้องมีฉนวนเป็นทองแดงหรือฉนวนพีวีซีและเป็นไปตามมาตรฐาน มอก. 11–2553                                                                                                                                                                                                                                                                                                | ดวงโคมไฟฟ้า                      | – ดวงโคมแบบหลอดฟลูออเรสเซนต์ต้องมีฉนวนและขนาดตามที่กำหนดในแบบ ความหนาของเหล็กที่ใช้ทำโคมต้องไม่น้อยกว่า 0.6 มิลลิเมตร                                                                                            | กล่องต่อสาย                 | – ตรวจสอบความต้านทานของระบบสายกับสาย (เมื่อได้ถอดดวงโคมและอุปกรณ์ทั้งหมดออก)ต้องมีค่าความต้านทานไม่น้อยกว่า 0.5 เมกโอห์ม                                                                                                                                               |
|                                                                                   |                                                                                                                                                                                                                                                                                                                                                                                              |                                  |                                                                                                                                                                                                                  |                             | – ตรวจสอบความต้านทานของระบบสายกับสาย (เมื่อได้ถอดดวงโคมและอุปกรณ์ทั้งหมดออก)ต้องมีค่าความต้านทานไม่น้อยกว่า 0.5 เมกโอห์ม                                                                                                                                               |
| สายไฟฟ้า                                                                          | – สายไฟฟ้าที่นำมาใช้ติดตั้งต้องมีฉนวนเป็นทองแดงหรือฉนวนพีวีซีและเป็นไปตามมาตรฐาน มอก. 11–2553 ผลิตโดยผู้ผลิตที่ผู้ว่าจ้างเชื่อถือและยอมรับ โดยทั่วไปให้ใช้สายที่กีดกันแรงดัน 750 โวลต์ ฉนวนที่ใช้กับฉนวนภูมิไม่เกิน 70 องศาเซลเซียส                                                                                                                                                          | ตู้ร้อยสายไฟฟ้า                  | – ตู้ร้อยสายไฟฟ้าโลหะต้องผลิตและมีคุณภาพตาม มอก. 770–2533 และตู้ร้อยสายไฟฟ้าแบบพิเศษ (HOPE) ต้องผลิตและมีคุณสมบัติตาม มอก. 216–2524 สำหรับตู้ร้อยสายไฟฟ้าแบบพิเศษ (HOPE) ต้องผลิตและมีคุณสมบัติตาม มอก. 982–2533 | กล่องต่อสาย                 | – ตรวจสอบความต้านทานของระบบสายกับสาย (เมื่อได้ถอดดวงโคมและอุปกรณ์ทั้งหมดออก)ต้องมีค่าความต้านทานไม่น้อยกว่า 0.5 เมกโอห์ม                                                                                                                                               |
|                                                                                   |                                                                                                                                                                                                                                                                                                                                                                                              |                                  |                                                                                                                                                                                                                  |                             | – ตรวจสอบความต้านทานของระบบสายกับสาย (เมื่อได้ถอดดวงโคมและอุปกรณ์ทั้งหมดออก)ต้องมีค่าความต้านทานไม่น้อยกว่า 0.5 เมกโอห์ม                                                                                                                                               |
| สายไฟฟ้า                                                                          | – งานโดยทั่วไป ให้เดินสาย IEC 01. ร้อยในท่อ PVC หรือ IEC ขึ้นในผ้าพันตามและฝังในไปตามตามแบบกำหนดและใช้ท่อ IMC ผึงขึ้น ที่นคอนกรีต                                                                                                                                                                                                                                                            | ตู้ร้อยสายไฟฟ้า                  | – ตู้ร้อยสายไฟฟ้าโลหะต้องผลิตและมีคุณภาพตาม มอก. 770–2533 และตู้ร้อยสายไฟฟ้าแบบพิเศษ (HOPE) ต้องผลิตและมีคุณสมบัติตาม มอก. 216–2524 สำหรับตู้ร้อยสายไฟฟ้าแบบพิเศษ (HOPE) ต้องผลิตและมีคุณสมบัติตาม มอก. 982–2533 | กล่องต่อสาย                 | – ตรวจสอบความต้านทานของระบบสายกับสาย (เมื่อได้ถอดดวงโคมและอุปกรณ์ทั้งหมดออก)ต้องมีค่าความต้านทานไม่น้อยกว่า 0.5 เมกโอห์ม                                                                                                                                               |
|                                                                                   |                                                                                                                                                                                                                                                                                                                                                                                              |                                  |                                                                                                                                                                                                                  |                             | – ตรวจสอบความต้านทานของระบบสายกับสาย (เมื่อได้ถอดดวงโคมและอุปกรณ์ทั้งหมดออก)ต้องมีค่าความต้านทานไม่น้อยกว่า 0.5 เมกโอห์ม                                                                                                                                               |
| สายไฟฟ้า                                                                          | – การต่อสายทำได้เฉพาะกล่องต่อสาย ดวงโคม สวิตช์ และแต่เดียว                                                                                                                                                                                                                                                                                                                                   | ตู้ร้อยสายไฟฟ้า                  | – ตู้ร้อยสายไฟฟ้าโลหะต้องผลิตและมีคุณภาพตาม มอก. 770–2533 และตู้ร้อยสายไฟฟ้าแบบพิเศษ (HOPE) ต้องผลิตและมีคุณสมบัติตาม มอก. 216–2524 สำหรับตู้ร้อยสายไฟฟ้าแบบพิเศษ (HOPE) ต้องผลิตและมีคุณสมบัติตาม มอก. 982–2533 | กล่องต่อสาย                 | – ตรวจสอบความต้านทานของระบบสายกับสาย (เมื่อได้ถอดดวงโคมและอุปกรณ์ทั้งหมดออก)ต้องมีค่าความต้านทานไม่น้อยกว่า 0.5 เมกโอห์ม                                                                                                                                               |
|                                                                                   |                                                                                                                                                                                                                                                                                                                                                                                              |                                  |                                                                                                                                                                                                                  |                             | – ตรวจสอบความต้านทานของระบบสายกับสาย (เมื่อได้ถอดดวงโคมและอุปกรณ์ทั้งหมดออก)ต้องมีค่าความต้านทานไม่น้อยกว่า 0.5 เมกโอห์ม                                                                                                                                               |
| สายไฟฟ้า                                                                          | – การต่อสายขนาดเล็กให้ใช้ INSULATED SOLDERLESS WIRE CONNECTOR UL–APPROVED                                                                                                                                                                                                                                                                                                                    | ตู้ร้อยสายไฟฟ้า                  | – ตู้ร้อยสายไฟฟ้าโลหะต้องผลิตและมีคุณภาพตาม มอก. 770–2533 และตู้ร้อยสายไฟฟ้าแบบพิเศษ (HOPE) ต้องผลิตและมีคุณสมบัติตาม มอก. 216–2524 สำหรับตู้ร้อยสายไฟฟ้าแบบพิเศษ (HOPE) ต้องผลิตและมีคุณสมบัติตาม มอก. 982–2533 | กล่องต่อสาย                 | – ตรวจสอบความต้านทานของระบบสายกับสาย (เมื่อได้ถอดดวงโคมและอุปกรณ์ทั้งหมดออก)ต้องมีค่าความต้านทานไม่น้อยกว่า 0.5 เมกโอห์ม                                                                                                                                               |
|                                                                                   |                                                                                                                                                                                                                                                                                                                                                                                              |                                  |                                                                                                                                                                                                                  |                             | – ตรวจสอบความต้านทานของระบบสายกับสาย (เมื่อได้ถอดดวงโคมและอุปกรณ์ทั้งหมดออก)ต้องมีค่าความต้านทานไม่น้อยกว่า 0.5 เมกโอห์ม                                                                                                                                               |
| สายไฟฟ้า                                                                          | – ชนิดเกลียวขันหรือชนิดที่ใช้เครื่องมือขัน ขนาดให้อึดตามมาตรฐานของผู้ผลิต                                                                                                                                                                                                                                                                                                                    | ตู้ร้อยสายไฟฟ้า                  | – ตู้ร้อยสายไฟฟ้าโลหะต้องผลิตและมีคุณภาพตาม มอก. 770–2533 และตู้ร้อยสายไฟฟ้าแบบพิเศษ (HOPE) ต้องผลิตและมีคุณสมบัติตาม มอก. 216–2524 สำหรับตู้ร้อยสายไฟฟ้าแบบพิเศษ (HOPE) ต้องผลิตและมีคุณสมบัติตาม มอก. 982–2533 | กล่องต่อสาย                 | – ตรวจสอบความต้านทานของระบบสายกับสาย (เมื่อได้ถอดดวงโคมและอุปกรณ์ทั้งหมดออก)ต้องมีค่าความต้านทานไม่น้อยกว่า 0.5 เมกโอห์ม                                                                                                                                               |
|                                                                                   |                                                                                                                                                                                                                                                                                                                                                                                              |                                  |                                                                                                                                                                                                                  |                             | – ตรวจสอบความต้านทานของระบบสายกับสาย (เมื่อได้ถอดดวงโคมและอุปกรณ์ทั้งหมดออก)ต้องมีค่าความต้านทานไม่น้อยกว่า 0.5 เมกโอห์ม                                                                                                                                               |
| สายไฟฟ้า                                                                          | – การต่อสายขนาดใหญ่ให้ใช้ SOLDERLESS WIRE CONNECTOR UL–APPROVED ชนิดใช้เครื่องมือกลบ                                                                                                                                                                                                                                                                                                         | ตู้ร้อยสายไฟฟ้า                  | – ตู้ร้อยสายไฟฟ้าโลหะต้องผลิตและมีคุณภาพตาม มอก. 770–2533 และตู้ร้อยสายไฟฟ้าแบบพิเศษ (HOPE) ต้องผลิตและมีคุณสมบัติตาม มอก. 216–2524 สำหรับตู้ร้อยสายไฟฟ้าแบบพิเศษ (HOPE) ต้องผลิตและมีคุณสมบัติตาม มอก. 982–2533 | กล่องต่อสาย                 | – ตรวจสอบความต้านทานของระบบสายกับสาย (เมื่อได้ถอดดวงโคมและอุปกรณ์ทั้งหมดออก)ต้องมีค่าความต้านทานไม่น้อยกว่า 0.5 เมกโอห์ม                                                                                                                                               |
|                                                                                   |                                                                                                                                                                                                                                                                                                                                                                                              |                                  |                                                                                                                                                                                                                  |                             | – ตรวจสอบความต้านทานของระบบสายกับสาย (เมื่อได้ถอดดวงโคมและอุปกรณ์ทั้งหมดออก)ต้องมีค่าความต้านทานไม่น้อยกว่า 0.5 เมกโอห์ม                                                                                                                                               |
| สายไฟฟ้า                                                                          | – แล้วพันด้วยเทปพันสายอย่างน้อย 3 ชั้น เมื่อพันแล้วจะต้องหนาไม่น้อยกว่าฉนวนหุ้มสายไฟ                                                                                                                                                                                                                                                                                                         | ตู้ร้อยสายไฟฟ้า                  | – ตู้ร้อยสายไฟฟ้าโลหะต้องผลิตและมีคุณภาพตาม มอก. 770–2533 และตู้ร้อยสายไฟฟ้าแบบพิเศษ (HOPE) ต้องผลิตและมีคุณสมบัติตาม มอก. 216–2524 สำหรับตู้ร้อยสายไฟฟ้าแบบพิเศษ (HOPE) ต้องผลิตและมีคุณสมบัติตาม มอก. 982–2533 | กล่องต่อสาย                 | – ตรวจสอบความต้านทานของระบบสายกับสาย (เมื่อได้ถอดดวงโคมและอุปกรณ์ทั้งหมดออก)ต้องมีค่าความต้านทานไม่น้อยกว่า 0.5 เมกโอห์ม                                                                                                                                               |
|                                                                                   |                                                                                                                                                                                                                                                                                                                                                                                              |                                  |                                                                                                                                                                                                                  |                             | – ตรวจสอบความต้านทานของระบบสายกับสาย (เมื่อได้ถอดดวงโคมและอุปกรณ์ทั้งหมดออก)ต้องมีค่าความต้านทานไม่น้อยกว่า 0.5 เมกโอห์ม                                                                                                                                               |
| สายไฟฟ้า                                                                          | – การต่อจากสาย JUNCTION BOX มายึดดวงโคม ให้ใช้ตู้ร้อยสายชนิดอื่น และต้องใช้ตู้ต่อสำหรับข้อต่อ                                                                                                                                                                                                                                                                                                | ตู้ร้อยสายไฟฟ้า                  | – ตู้ร้อยสายไฟฟ้าโลหะต้องผลิตและมีคุณภาพตาม มอก. 770–2533 และตู้ร้อยสายไฟฟ้าแบบพิเศษ (HOPE) ต้องผลิตและมีคุณสมบัติตาม มอก. 216–2524 สำหรับตู้ร้อยสายไฟฟ้าแบบพิเศษ (HOPE) ต้องผลิตและมีคุณสมบัติตาม มอก. 982–2533 | กล่องต่อสาย                 | – ตรวจสอบความต้านทานของระบบสายกับสาย (เมื่อได้ถอดดวงโคมและอุปกรณ์ทั้งหมดออก)ต้องมีค่าความต้านทานไม่น้อยกว่า 0.5 เมกโอห์ม                                                                                                                                               |
|                                                                                   |                                                                                                                                                                                                                                                                                                                                                                                              |                                  |                                                                                                                                                                                                                  |                             | – ตรวจสอบความต้านทานของระบบสายกับสาย (เมื่อได้ถอดดวงโคมและอุปกรณ์ทั้งหมดออก)ต้องมีค่าความต้านทานไม่น้อยกว่า 0.5 เมกโอห์ม                                                                                                                                               |
| สายไฟฟ้า                                                                          | – การเดินตู้ร้อยสายไฟฟ้าไปยังดวงโคม ห้ามวางตู้ร้อยสายไฟฟ้าพาดกับผ้าพันตาม ต้องเดินบน SUPPORT หรือยึดกับโครงสร้างอาคาร เท่านั้น                                                                                                                                                                                                                                                               | ตู้ร้อยสายไฟฟ้า                  | – ตู้ร้อยสายไฟฟ้าโลหะต้องผลิตและมีคุณภาพตาม มอก. 770–2533 และตู้ร้อยสายไฟฟ้าแบบพิเศษ (HOPE) ต้องผลิตและมีคุณสมบัติตาม มอก. 216–2524 สำหรับตู้ร้อยสายไฟฟ้าแบบพิเศษ (HOPE) ต้องผลิตและมีคุณสมบัติตาม มอก. 982–2533 | กล่องต่อสาย                 | – ตรวจสอบความต้านทานของระบบสายกับสาย (เมื่อได้ถอดดวงโคมและอุปกรณ์ทั้งหมดออก)ต้องมีค่าความต้านทานไม่น้อยกว่า 0.5 เมกโอห์ม                                                                                                                                               |
|                                                                                   |                                                                                                                                                                                                                                                                                                                                                                                              |                                  |                                                                                                                                                                                                                  |                             | – ตรวจสอบความต้านทานของระบบสายกับสาย (เมื่อได้ถอดดวงโคมและอุปกรณ์ทั้งหมดออก)ต้องมีค่าความต้านทานไม่น้อยกว่า 0.5 เมกโอห์ม                                                                                                                                               |
| สายไฟฟ้า                                                                          | – สายไฟฟ้าที่ใช้เดินใต้ดินไม่ว่าโดยตรงหรือร้อยท่อ ต้องเป็นสายที่มีเปลือกนอกหนาเป็นพีวีซี (PVC หรือตามระบุในแบบ)                                                                                                                                                                                                                                                                              | ตู้ร้อยสายไฟฟ้า                  | – ตู้ร้อยสายไฟฟ้าโลหะต้องผลิตและมีคุณภาพตาม มอก. 770–2533 และตู้ร้อยสายไฟฟ้าแบบพิเศษ (HOPE) ต้องผลิตและมีคุณสมบัติตาม มอก. 216–2524 สำหรับตู้ร้อยสายไฟฟ้าแบบพิเศษ (HOPE) ต้องผลิตและมีคุณสมบัติตาม มอก. 982–2533 | กล่องต่อสาย                 | – ตรวจสอบความต้านทานของระบบสายกับสาย (เมื่อได้ถอดดวงโคมและอุปกรณ์ทั้งหมดออก)ต้องมีค่าความต้านทานไม่น้อยกว่า 0.5 เมกโอห์ม                                                                                                                                               |
|                                                                                   |                                                                                                                                                                                                                                                                                                                                                                                              |                                  |                                                                                                                                                                                                                  |                             | – ตรวจสอบความต้านทานของระบบสายกับสาย (เมื่อได้ถอดดวงโคมและอุปกรณ์ทั้งหมดออก)ต้องมีค่าความต้านทานไม่น้อยกว่า 0.5 เมกโอห์ม                                                                                                                                               |
| สายไฟฟ้า                                                                          | – สายเคเบิลแรงสูงต้องเป็นสายเส้นเดียวตลอด ห้ามตัดต่อระหว่างทาง                                                                                                                                                                                                                                                                                                                               | ตู้ร้อยสายไฟฟ้า                  | – ตู้ร้อยสายไฟฟ้าโลหะต้องผลิตและมีคุณภาพตาม มอก. 770–2533 และตู้ร้อยสายไฟฟ้าแบบพิเศษ (HOPE) ต้องผลิตและมีคุณสมบัติตาม มอก. 216–2524 สำหรับตู้ร้อยสายไฟฟ้าแบบพิเศษ (HOPE) ต้องผลิตและมีคุณสมบัติตาม มอก. 982–2533 | กล่องต่อสาย                 | – ตรวจสอบความต้านทานของระบบสายกับสาย (เมื่อได้ถอดดวงโคมและอุปกรณ์ทั้งหมดออก)ต้องมีค่าความต้านทานไม่น้อยกว่า 0.5 เมกโอห์ม                                                                                                                                               |
|                                                                                   |                                                                                                                                                                                                                                                                                                                                                                                              |                                  |                                                                                                                                                                                                                  |                             | – ตรวจสอบความต้านทานของระบบสายกับสาย (เมื่อได้ถอดดวงโคมและอุปกรณ์ทั้งหมดออก)ต้องมีค่าความต้านทานไม่น้อยกว่า 0.5 เมกโอห์ม                                                                                                                                               |
| สายไฟฟ้า                                                                          | – ระบบสื่อสารสายไฟฟ้าให้ใช้ดังนี้ Phase A สีน้ำเงิน Phase B สีดำ Phase C สีเทา Neutral N สีฟ้า Ground Gr สีเหลืองเขียว                                                                                                                                                                                                                                                                       | ตู้ร้อยสายไฟฟ้า                  | – ตู้ร้อยสายไฟฟ้าโลหะต้องผลิตและมีคุณภาพตาม มอก. 770–2533 และตู้ร้อยสายไฟฟ้าแบบพิเศษ (HOPE) ต้องผลิตและมีคุณสมบัติตาม มอก. 216–2524 สำหรับตู้ร้อยสายไฟฟ้าแบบพิเศษ (HOPE) ต้องผลิตและมีคุณสมบัติตาม มอก. 982–2533 | กล่องต่อสาย                 | – ตรวจสอบความต้านทานของระบบสายกับสาย (เมื่อได้ถอดดวงโคมและอุปกรณ์ทั้งหมดออก)ต้องมีค่าความต้านทานไม่น้อยกว่า 0.5 เมกโอห์ม                                                                                                                                               |
|                                                                                   |                                                                                                                                                                                                                                                                                                                                                                                              |                                  |                                                                                                                                                                                                                  |                             | – ตรวจสอบความต้านทานของระบบสายกับสาย (เมื่อได้ถอดดวงโคมและอุปกรณ์ทั้งหมดออก)ต้องมีค่าความต้านทานไม่น้อยกว่า 0.5 เมกโอห์ม                                                                                                                                               |



ชื่อโครงการ :

โครงการต้นแบบการพัฒนาเครื่องจักรการเกษตรและแปรรูปอาหารตำบลหนองหาร อำเภอสันทราย จังหวัดเชียงใหม่

เจ้าของโครงการ :

มหาวิทยาลัยแม่โจ้จังหวัดเชียงใหม่

สถานที่ก่อสร้าง :

ตำบลหนองหาร อำเภอสันทราย จังหวัดเชียงใหม่

ผู้ออกแบบ

สถาปนิกที่ปรึกษา :

สถาปนิก :

นาย ชนากร โพธิ์ศรีนวิ ๒๓๑ 15011

วิศวกรโครงสร้าง :

นาย ภานุภัก วิมลสันติพงษ์ ๒๓๑ 12136

วิศวกรไฟฟ้า :

นาย นววิทย์ วัชรวิชัย ๒๓๑ ๔๘๑4

วิศวกรเครื่องกล :

นาย ณัฐกร ไชยแก้ว ๒๓๑ 35147

วิศวกรสุขาภิบาล :

นาย จุณนัฏ มณีศรี ๒๓๑ 399

แบบแปลน :

ข้อกำหนดและรายการประกอบแบบ

มาตราส่วน :

NTS

| REV | DATE | DESCRIPTION   | CHK'D | APP'D |
|-----|------|---------------|-------|-------|
| 1.  |      | FOR REVIEW    |       |       |
| 2.  |      | FOR WP REVIEW |       |       |
| 3.  |      | FOR APPROVED  |       |       |

FOR :

NOTE :  
USE WRITTEN DIMENSION UNLESS OTHERWISE SPECIFIED. THESE DRAWINGS ARE THE PROPERTY OF SPAE CO., LTD. AND NOT TO BE USED OR REPRODUCED WITHOUT SPECIFIC PERMISSION

เขียน :

แบบแปลนที่ :

ตรวจสอบ :

E-02

วันที่ :

อนุมัติ :

รวม :  
17

ตรวจ :

ผู้ปฏิบัติงานจัดการก่อสร้างและผังแบบ

ตรวจ :

ผู้ปฏิบัติงานจัดการ

ตรวจ :

ผู้ชำนาญการกองกายภาพและสิ่งแวดล้อม

เห็นชอบ :

รองอธิการบดีมหาวิทยาลัยแม่โจ้

อนุมัติ :

อธิการบดีมหาวิทยาลัยแม่โจ้

หมายเหตุ :











ชื่อโครงการ :  
โครงการพัฒนาระบบการพัฒนาระบบจัดการ  
การเกษตรและแปรรูปอาหาร  
ตำบลหนองหาร อำเภอสันทราย จังหวัดเชียงใหม่

เจ้าของโครงการ :  
มหาวิทยาลัยแม่โจ้  
จังหวัดเชียงใหม่

สถานที่ก่อสร้าง :  
ตำบลหนองหาร อำเภอสันทราย จังหวัดเชียงใหม่

ผู้ออกแบบ  
สถาปนิกที่ปรึกษา :  
สถาปนิก :  
นาย ธนากร โพธิ์รัตนศิริ ภูสณ 15011

วิศวกรโครงสร้าง :  
นาย ภานุภักดิ์ วัฒนศิริรังษี ภูสณ 12136

วิศวกรไฟฟ้า :  
นาย นววิทย์ วัชรวิชัย ภูสณ 4814

วิศวกรเครื่องกล :  
นาย ณัฐพล ไชยแก้ว ภูสณ 35147

วิศวกรสุขาภิบาล :  
นาย ชุมนันท์ มณีศิริ ภูสณ 399

สถาปนิกภายใน :  
นางสาวกัญญา นามะ

แบบแสดง :  
RISER DIAGRAM-2


มาตรฐาน :  
NTS

| REV | DATE | DESCRIPTION   | CHK'D | APP'D |
|-----|------|---------------|-------|-------|
| 1.  |      | FOR REVIEW    |       |       |
| 2.  |      | FOR WP REVIEW |       |       |
| 3.  |      | FOR APPROVED  |       |       |


FOR :  
NOTE :  
USE WRITTEN DIMENSION ONLY THESE DRAWINGS ARE  
THE PROPERTY OF SPAE CO., LTD. AND NOT TO BE USED  
OR REPRODUCED WITHOUT SPECIFIC PERMISSION

เขียน :  
ตรวจสอบ :  
วันที่ :  
อนุมัติ :  
รวม :  
17


ตรวจสอบ :  
ความเห็นชอบ :  
อนุมัติ :  
หมายเหตุ :  
ผู้ควบคุมงานโครงการ  
ก่อสร้างและผังแม่บท  
ผู้ควบคุมงานโครงการ  
ก่อสร้าง  
ผู้อำนวยการกอง  
การช่างและผังแม่บท  
มหาวิทยาลัยแม่โจ้  
อธิการบดี  
มหาวิทยาลัยแม่โจ้

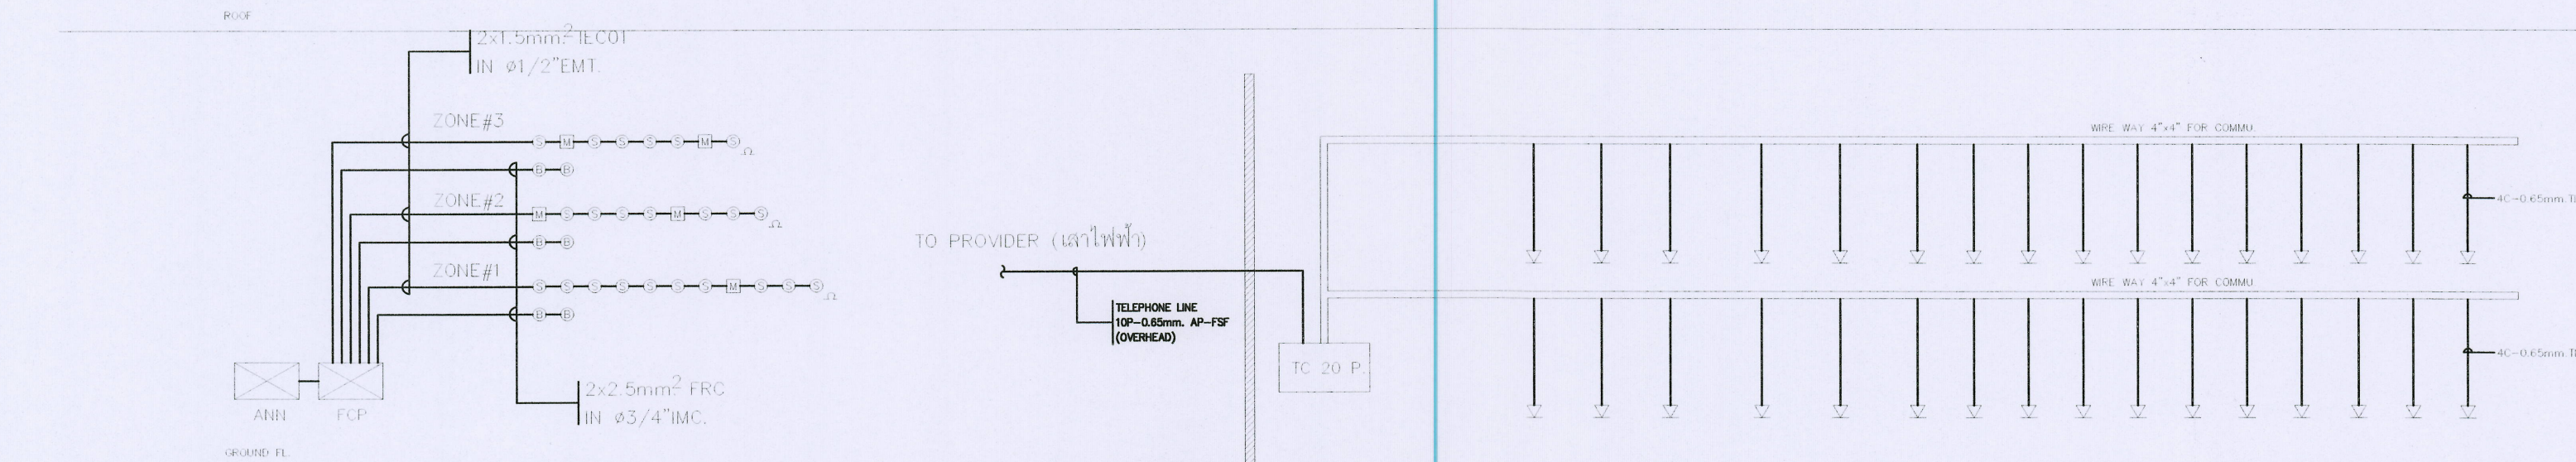


RISER DIAGRAM FOR FIRE ALARM SYSTEM

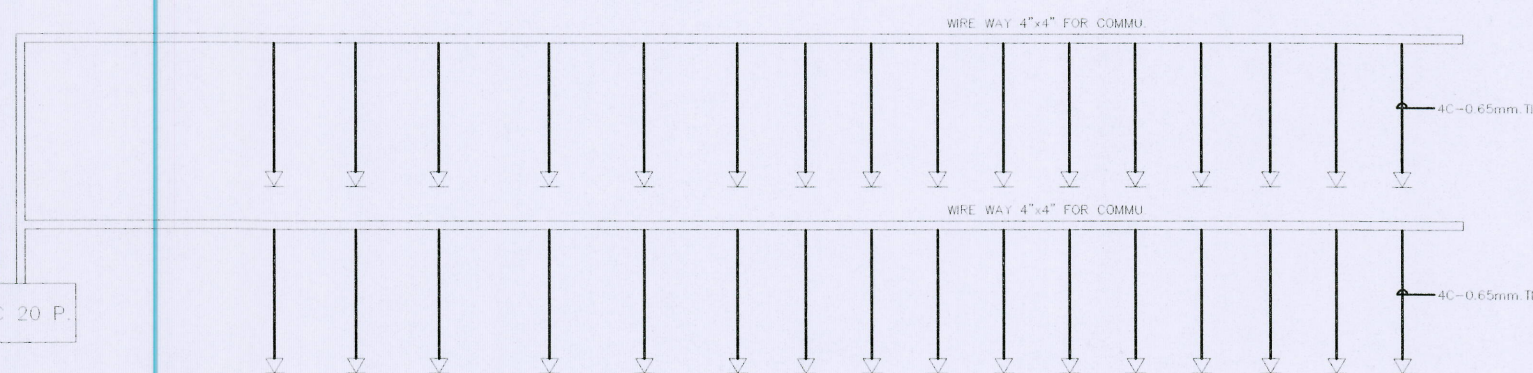

RISER DIAGRAM FOR TELEPHONE SYSTEM

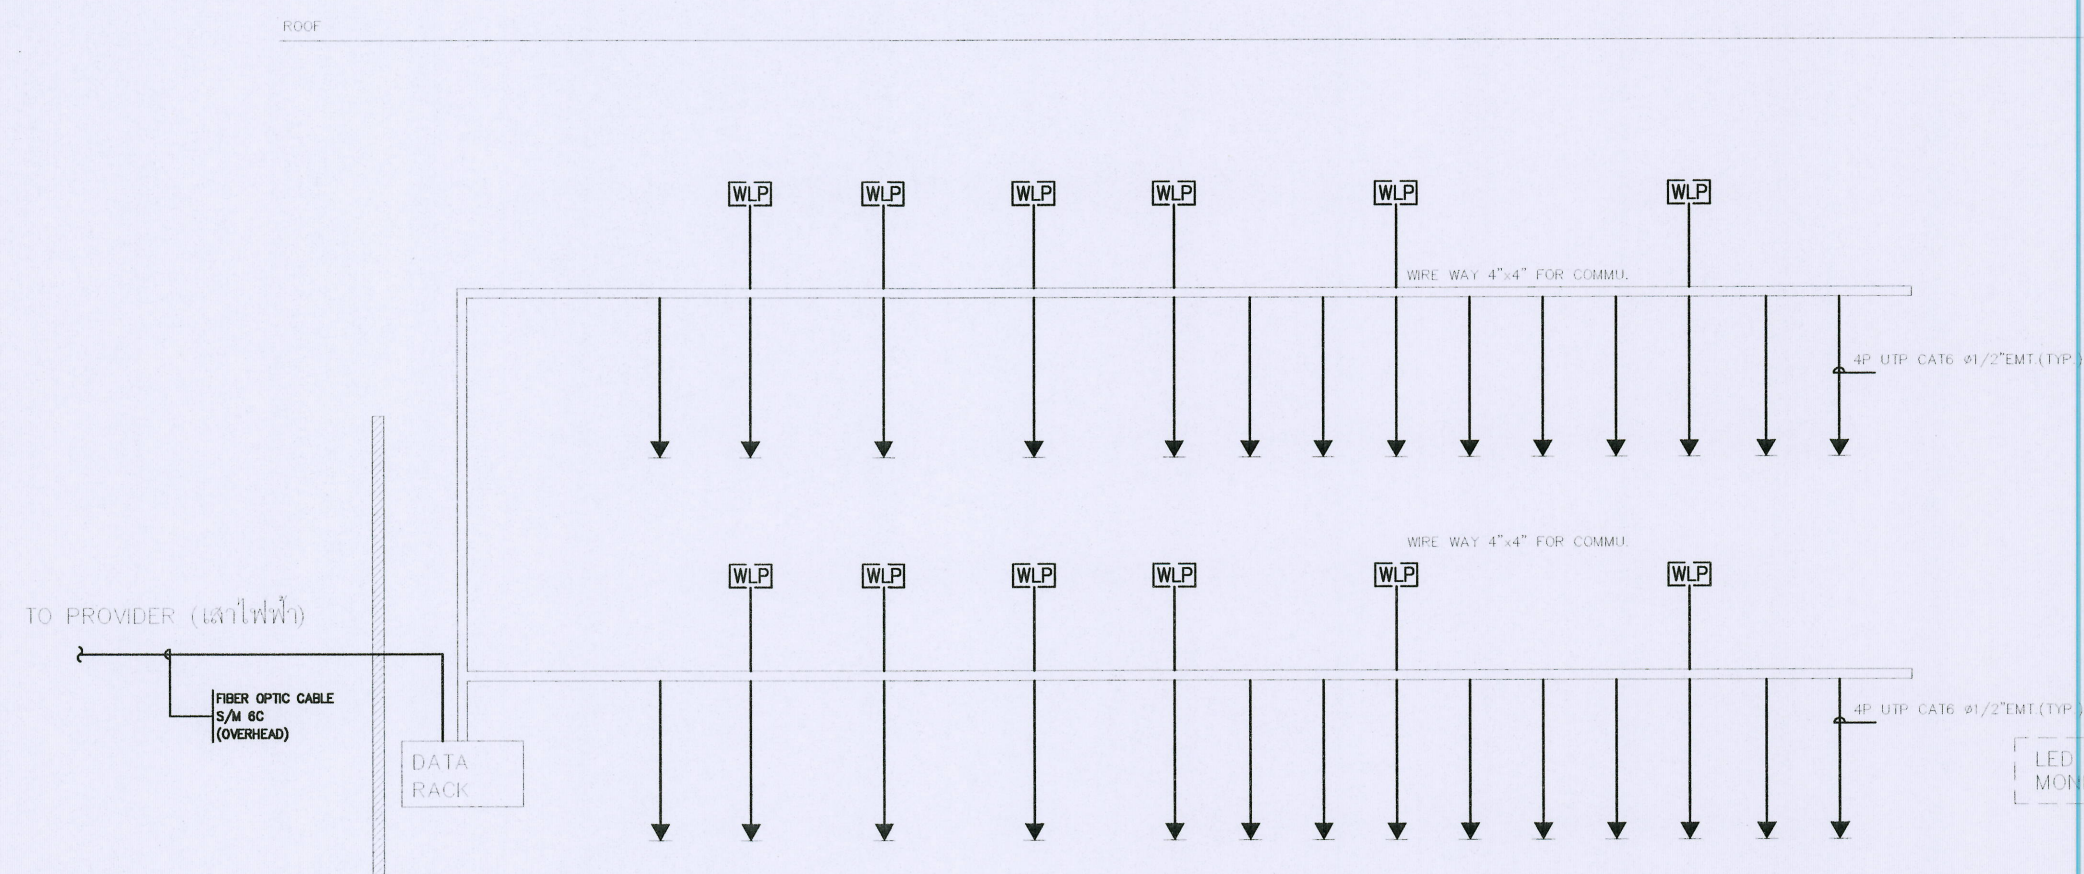

RISER DIAGRAM FOR LAN CABLING SYSTEM

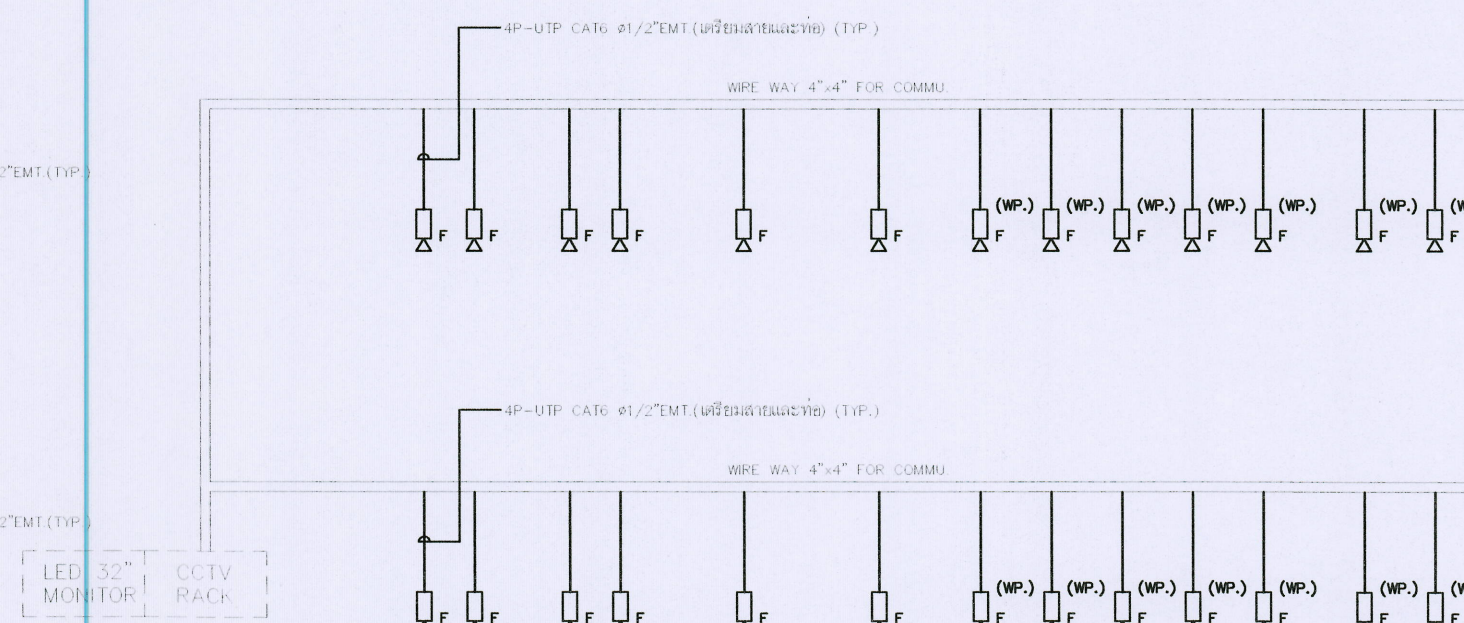

RISER DIAGRAM FOR CCTV SYSTEM





## PANELBOARD LOAD SCHEDULE

PANEL MDB (EE ROOM)

CAPACITY 10 CKT'S 3 PHASE 4 WIRE

CONNECTED TO MDB

LOCATION EE ROOM

MOUNTING SURFACE

| CKT. NO.          | DESCRIPTION    | CONNECTED LOAD |              |              | BRANCH CB      |     |     | WIRE                   |       | CONDUIT    |      |
|-------------------|----------------|----------------|--------------|--------------|----------------|-----|-----|------------------------|-------|------------|------|
|                   |                | PHASE A (VA)   | PHASE B (VA) | PHASE C (VA) | POLE           | AT  | AF  | SIZE mm.2              | TYPE  | SIZE       | TYPE |
| 1                 | SURGE ARRESTER | —              | —            | —            | 3              | 80  | 100 | —                      | —     | —          | —    |
| 2                 | LP1            | 5,400          | 5,400        | 5,400        | 3              | 50  | 100 | 4x16/G4                | CV-FD | 1-1/2" EMT |      |
| 3                 | LPA1           | 18,700         | 16,200       | 16,200       | 3              | 100 | 100 | 4x25/G10               | CV-FD | 1-1/2" EMT |      |
| 4                 | MCC1           | 45,100         | 45,100       | 45,100       | 3              | 250 | 250 | 4x120,1x25G            | CV-FD | 2-1/2" IMC |      |
| 5                 | MCC1           | 44,000         | 44,000       | 44,000       | 3              | 200 | 100 | 4x70,1x16G             | CV-FD | 2-1/2" IMC |      |
| 6                 | SPARE          | 5,000          | 5,000        | 5,000        | 3              | 100 | 100 | —                      | —     | —          |      |
| 7                 | SANITARY       | 2,000          | 2,000        | 2,000        | 3              | 32  | 100 | 4x6/G4                 | CV-FD | 1-1/4" EMT |      |
| 8                 | SPARE          | 5,000          | 5,000        | 5,000        | 3              | 50  | 100 | —                      | —     | —          |      |
| 9                 | SPACE          | —              | —            | —            | —              | —   | —   | —                      | —     | —          |      |
| 10                | CAP-BANK       | —              | —            | —            | —              | —   | —   | —                      | —     | —          |      |
| TOTAL             |                | 125,200        | 122,700      | 122,700      | MAIN CB        |     |     | WIRE 4x240,1x35G. mm.2 |       |            |      |
| CONNECTED LOAD    |                |                |              |              | 3P 400AT/400AF |     |     | TYPE IEC60502-1 Cat.C  |       |            |      |
| DEMAND LOAD (70%) |                |                |              |              | IC>=35 KA.     |     |     | RACEWAY 300x100mm. WW. |       |            |      |

## PANELBOARD LOAD SCHEDULE

PANEL MCC1

CAPACITY 6 CKT'S 3 PHASE 4 WIRE

CONNECTED TO MDB

LOCATION EE ROOM

MOUNTING SURFACE

| CKT. NO.          | DESCRIPTION          | CONNECTED LOAD |              |              | BRANCH CB      |     |     | WIRE                    |       | CONDUIT    |      |
|-------------------|----------------------|----------------|--------------|--------------|----------------|-----|-----|-------------------------|-------|------------|------|
|                   |                      | PHASE A (VA)   | PHASE B (VA) | PHASE C (VA) | POLE           | AT  | AF  | SIZE mm.2               | TYPE  | SIZE       | TYPE |
| 1                 | เครื่องตัดแรงดันโลหะ | 17,600         | 17,600       | 17,600       | 3              | 100 | 100 | 4x50/G10                | IEC01 | 2" EMT     |      |
| 2                 | เครื่องฟัดโลหะ       | 11,000         | 11,000       | 11,000       | 3              | 63  | 100 | 4x25/G6                 | IEC01 | 1-1/4" EMT |      |
| 3                 | เครื่องเชื่อมโลหะ    | 5,500          | 5,500        | 5,500        | 3              | 32  | 100 | 4x10/G4                 | IEC01 | 1" EMT     |      |
| 4                 | เครื่องกรวดโลหะ      | 11,000         | 11,000       | 11,000       | 3              | 63  | 100 | 4x25/G6                 | IEC01 | 1-1/4" EMT |      |
| 5                 | SPARE                |                |              |              | 3              | 32  | 100 |                         |       |            |      |
| 6                 | SPARE                |                |              |              | 3              | 32  | 100 |                         |       |            |      |
| TOTAL             |                      | 45,100         | 45,100       | 45,100       | MAIN CB        |     |     | WIRE 4x120,1x25G. mm.2  |       |            |      |
| CONNECTED LOAD    |                      |                |              |              | 3P 250AT/250AF |     |     | TYPE IEC60502-1 Cat.C   |       |            |      |
| DEMAND LOAD (80%) |                      |                |              |              | IC>=15 KA.     |     |     | CONDUIT 2-1/2" IMC DIA. |       |            |      |

PANEL MCC2

CAPACITY 6 CKT'S 3 PHASE 4 WIRE

CONNECTED TO MDB

LOCATION EE ROOM

MOUNTING SURFACE

| CKT. NO.          | DESCRIPTION                   | CONNECTED LOAD |              |              | BRANCH CB      |    |     | WIRE                    |       | CONDUIT    |      |
|-------------------|-------------------------------|----------------|--------------|--------------|----------------|----|-----|-------------------------|-------|------------|------|
|                   |                               | PHASE A (VA)   | PHASE B (VA) | PHASE C (VA) | POLE           | AT | AF  | SIZE mm.2               | TYPE  | SIZE       | TYPE |
| 1                 | เครื่องพ่นสีแบบ POWER COATING | 11,000         | 11,000       | 11,000       | 3              | 63 | 100 | 4x25/G6                 | IEC01 | 1-1/4" EMT |      |
| 2                 | ตู้พ่นสี SPRAY BOOTH          | 11,000         | 11,000       | 11,000       | 3              | 63 | 100 | 4x25/G6                 | IEC01 | 1-1/4" EMT |      |
| 3                 | ตู้ยพ่นสี POWDER COAT         | 11,000         | 11,000       | 11,000       | 3              | 63 | 100 | 4x25/G6                 | IEC01 | 1-1/4" EMT |      |
| 4                 | เครื่องกัด CNC                | 11,000         | 11,000       | 11,000       | 3              | 63 | 100 | 4x25/G6                 | IEC01 | 1-1/4" EMT |      |
| 5                 | SPARE                         |                |              |              | 3              | 32 | 100 |                         |       |            |      |
| 6                 | SPARE                         |                |              |              | 3              | 32 | 100 |                         |       |            |      |
| TOTAL             |                               | 44,000         | 44,000       | 44,000       | MAIN CB        |    |     | WIRE 4x70,1x16G. mm.2   |       |            |      |
| CONNECTED LOAD    |                               |                |              |              | 3P 200AT/250AF |    |     | TYPE IEC60502-1 Cat.C   |       |            |      |
| DEMAND LOAD (80%) |                               |                |              |              | IC>=15 KA.     |    |     | CONDUIT 2-1/2" IMC DIA. |       |            |      |

## PANELBOARD LOAD SCHEDULE

PANEL LP1

CAPACITY 36 CKT'S 3 PHASE 4 WIRE

CONNECTED TO MDB

LOCATION EE ROOM

MOUNTING SURFACE

| CKT. NO.       | DESCRIPTION               | CONNECTED LOAD |              |              | BRANCH CB     |    |    | WIRE                    |       | CONDUIT  |      |
|----------------|---------------------------|----------------|--------------|--------------|---------------|----|----|-------------------------|-------|----------|------|
|                |                           | PHASE A (VA)   | PHASE B (VA) | PHASE C (VA) | POLE          | AT | AF | SIZE mm.2               | TYPE  | SIZE     | TYPE |
| 1              | LIGHTING                  | 400            |              |              | 1             | 16 | 63 | 2x2.5                   | IEC01 | 1/2" EMT |      |
| 3              | LIGHTING                  |                | 400          |              | 1             | 16 | 63 | 2x2.5                   | IEC01 | 1/2" EMT |      |
| 5              | LIGHTING                  |                |              | 400          | 1             | 16 | 63 | 2x2.5                   | IEC01 | 1/2" EMT |      |
| 7              | LIGHTING                  | 400            |              |              | 1             | 16 | 63 | 2x2.5                   | IEC01 | 1/2" EMT |      |
| 9              | LIGHTING                  |                | 400          |              | 1             | 16 | 63 | 2x2.5                   | IEC01 | 1/2" EMT |      |
| 11             | LIGHTING                  |                |              | 400          | 1             | 16 | 63 | 2x2.5                   | IEC01 | 1/2" EMT |      |
| 13             | LIGHTING                  | 400            |              |              | 1             | 16 | 63 | 2x2.5                   | IEC01 | 1/2" EMT |      |
| 15             | LIGHTING                  |                | 400          |              | 1             | 16 | 63 | 2x2.5                   | IEC01 | 1/2" EMT |      |
| 17             | LIGHTING                  |                |              | 400          | 1             | 16 | 63 | 2x2.5                   | IEC01 | 1/2" EMT |      |
| 19             | LIGHTING                  | 400            |              |              | 1             | 16 | 63 | 2x2.5                   | IEC01 | 1/2" EMT |      |
| 21             | LIGHTING                  |                | 400          |              | 1             | 16 | 63 | 2x2.5                   | IEC01 | 1/2" EMT |      |
| 23             | LIGHTING                  |                |              | 400          | 1             | 16 | 63 | 2x2.5                   | IEC01 | 1/2" EMT |      |
| 25             | LIGHTING                  | 400            |              |              | 1             | 16 | 63 | 2x2.5                   | IEC01 | 1/2" EMT |      |
| 27             | LIGHTING                  |                | 400          |              | 1             | 16 | 63 | 2x2.5                   | IEC01 | 1/2" EMT |      |
| 29             | SPACE                     |                |              | 400          | 1             | 16 | 63 |                         |       |          |      |
| 31             | SPACE                     |                |              |              |               |    |    |                         |       |          |      |
| 33             | SPACE                     |                |              |              |               |    |    |                         |       |          |      |
| 35             | SPACE                     |                |              |              |               |    |    |                         |       |          |      |
| 2              | RECEPTACLE                | 800            |              |              | 1             | 20 | 63 | 2x4/G2.5                | IEC01 | 1/2" EMT |      |
| 4              | RECEPTACLE                |                | 800          |              | 1             | 20 | 63 | 2x4/G2.5                | IEC01 | 1/2" EMT |      |
| 6              | RECEPTACLE                |                |              | 800          | 1             | 20 | 63 | 2x4/G2.5                | IEC01 | 1/2" EMT |      |
| 8              | RECEPTACLE                | 800            |              |              | 1             | 20 | 63 | 2x4/G2.5                | IEC01 | 1/2" EMT |      |
| 10             | RECEPTACLE                |                | 800          |              | 1             | 20 | 63 | 2x4/G2.5                | IEC01 | 1/2" EMT |      |
| 12             | EMERGENCY LIGHT&EXIT SIGN |                |              | 200          | 1             | 20 | 63 | 2x4/G2.5                | IEC01 | 1/2" EMT |      |
| 14             | EMERGENCY LIGHT&EXIT SIGN | 200            |              |              | 1             | 20 | 63 | 2x4/G2.5                | IEC01 | 1/2" EMT |      |
| 16             | SPARE                     |                | 800          |              | 1             | 20 | 63 |                         |       |          |      |
| 18             | SPARE                     |                |              | 800          | 1             | 20 | 63 |                         |       |          |      |
| 20             | SPARE                     | 800            |              |              | 1             | 20 | 63 |                         |       |          |      |
| 22             | SPARE                     |                | 800          |              | 1             | 20 | 63 |                         |       |          |      |
| 24             | SPARE                     |                |              | 800          | 1             | 20 | 63 |                         |       |          |      |
| 26             | SPARE                     | 800            |              |              | 1             | 20 | 63 |                         |       |          |      |
| 28             | SPARE                     |                | 800          |              | 1             | 20 | 63 |                         |       |          |      |
| 30             | SPACE                     |                |              | 800          | 1             | 20 | 63 |                         |       |          |      |
| 32             | SPACE                     |                |              |              |               |    |    |                         |       |          |      |
| 34             | SPACE                     |                |              |              |               |    |    |                         |       |          |      |
| 36             | SPACE                     |                |              |              |               |    |    |                         |       |          |      |
| TOTAL          |                           | 5,400          | 5,400        | 5,400        | MAIN CB       |    |    | WIRE 4x16,1x4G. mm.2    |       |          |      |
| CONNECTED LOAD |                           |                |              |              | 3P 50AT/100AF |    |    | TYPE IEC60502-1 Cat.C   |       |          |      |
| DEMAND LOAD    |                           |                |              |              | IC>=15 KA.    |    |    | CONDUIT 1-1/4" EMT DIA. |       |          |      |

## PANELBOARD LOAD SCHEDULE

PANEL LPA1

CAPACITY 36 CKT'S 3 PHASE 4 WIRE

CONNECTED TO MDB

LOCATION EE ROOM

MOUNTING SURFACE

| CKT. NO.       | DESCRIPTION | CONNECTED LOAD |              |              | BRANCH CB      |    |    | WIRE                    |       | CONDUIT |      |
|----------------|-------------|----------------|--------------|--------------|----------------|----|----|-------------------------|-------|---------|------|
|                |             | PHASE A (VA)   | PHASE B (VA) | PHASE C (VA) | POLE           | AT | AF | SIZE mm.2               | TYPE  | SIZE    | TYPE |
| 1              |             | 3,500          |              |              |                |    |    |                         |       |         |      |
| 3              | FCU-1-101   |                | 3,500        |              | 3              | 20 | 63 | 4x4/G2.5                | IEC01 | 3/4"    | EMT  |
| 5              |             |                |              | 3,500        |                |    |    |                         |       |         |      |
| 7              |             |                | 3,500        |              |                |    |    |                         |       |         |      |
| 9              | FCU-1-102   |                | 3,500        |              | 3              | 20 | 63 | 4x4/G2.5                | IEC01 | 3/4"    | EMT  |
| 11             |             |                |              | 3,500        |                |    |    |                         |       |         |      |
| 13             |             |                | 3,500        |              |                |    |    |                         |       |         |      |
| 15             | FCU-1-201   |                | 3,500        |              | 3              | 20 | 63 | 4x4/G2.5                | IEC01 | 3/4"    | EMT  |
| 17             |             |                |              | 3,500        |                |    |    |                         |       |         |      |
| 19             |             |                | 3,500        |              |                |    |    |                         |       |         |      |
| 21             | FCU-1-202   |                | 3,500        |              | 3              | 20 | 63 | 4x4/G2.5                | IEC01 | 3/4"    | EMT  |
| 23             |             |                |              | 3,500        |                |    |    |                         |       |         |      |
| 25             |             |                | 2,200        |              | 1              | 16 | 63 | 2x2.5/G2.5              | IEC01 | 1/2"    | EMT  |
| 27             | EXHAUST FAN |                | 1,000        |              | 1              | 16 | 63 | 2x2.5/G2.5              | IEC01 | 1/2"    | EMT  |
| 29             | SPACE       |                |              |              |                |    |    |                         |       |         |      |
| 31             | FCU-1-204   |                | 3,500        |              |                |    |    |                         |       |         |      |
| 33             |             |                | 3,500        |              | 3              | 20 | 63 | 4x4/G2.5                | IEC01 | 3/4"    | EMT  |
| 35             |             |                |              | 3,500        |                |    |    |                         |       |         |      |
| 2              | SPARE       | 500            |              |              | 1              | 10 | 63 |                         |       |         |      |
| 4              | SPARE       |                | 500          |              | 1              | 10 | 63 |                         |       |         |      |
| 6              | SPARE       |                |              | 500          | 1              | 10 | 63 |                         |       |         |      |
| 8              | SPARE       | 500            |              |              | 1              | 10 | 63 |                         |       |         |      |
| 10             | SPARE       |                | 500          |              | 1              | 10 | 63 |                         |       |         |      |
| 12             | SPARE       |                |              | 500          | 1              | 10 | 63 |                         |       |         |      |
| 14             | SPARE       | 500            |              |              | 1              | 10 | 63 |                         |       |         |      |
| 16             | SPARE       |                | 500          |              | 1              | 10 | 63 |                         |       |         |      |
| 18             | SPARE       |                |              | 500          | 1              | 10 | 63 |                         |       |         |      |
| 20             | SPARE       | 500            |              |              | 1              | 10 | 63 |                         |       |         |      |
| 22             | SPARE       |                | 500          |              | 1              | 10 | 63 |                         |       |         |      |
| 24             | SPARE       |                |              | 500          | 1              | 10 | 63 |                         |       |         |      |
| 26             | SPARE       | 500            |              |              | 1              | 10 | 63 |                         |       |         |      |
| 28             | SPARE       |                | 500          |              | 1              | 10 | 63 |                         |       |         |      |
| 30             | SPACE       |                |              | 500          | 1              | 10 | 63 |                         |       |         |      |
| 32             | SPACE       |                |              |              |                |    |    |                         |       |         |      |
| 34             | SPACE       |                |              |              |                |    |    |                         |       |         |      |
| 36             | SPACE       |                |              |              |                |    |    |                         |       |         |      |
| TOTAL          |             | 18,700         | 16,200       | 16,200       | MAIN CB        |    |    | WIRE 4x25,1x10G. mm.2   |       |         |      |
| CONNECTED LOAD |             |                | 51,100       |              | 3P 100AT/100AF |    |    | TYPE IEC60502-1 Cat.C   |       |         |      |
| DEMAND LOAD    |             |                | 40,880       |              | C>=15 KA.      |    |    | CONDUIT 1-1/2" EMT DIA. |       |         |      |