




โครงการ
แบบปรับปรุงอาคารศรีเกษตร

เจ้าของโครงการ
มหาวิทยาลัยแม่โจ้

ผู้ตั้งโครงการ

122 ถ.เชียงใหม่-พร้าว (แม่โจ้) หนองหาร สันทราย เชียงใหม่

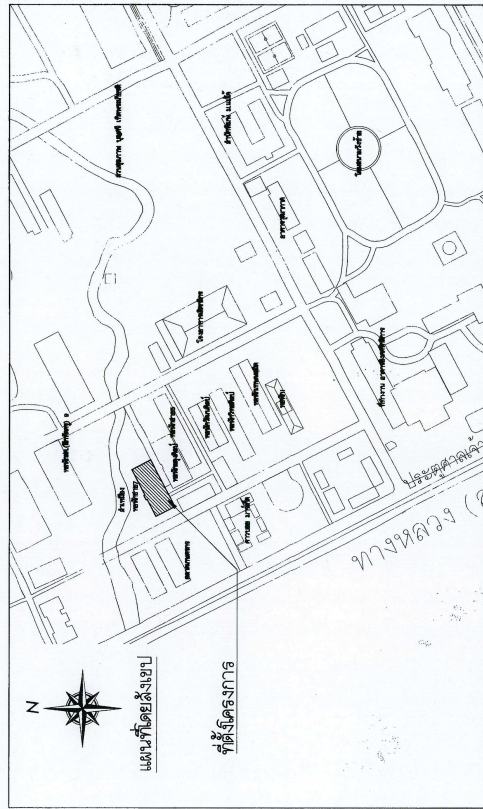

Good
Space

หลักการก่อสร้างทั่วไปโดยย่อ

1. อธิบายการใช้ภาพอย่างง่าย เพื่อแบ่งปันข้อมูลตามยาคติ 64 เป็นตัวอย่างของขนาดมาตรฐาน มกย. เป็นที่ยึดว่า
ทั้งหมดบนผลิตภัณฑ์ของเรามีอยู่ในภาพอย่างง่าย และนี่คือสิ่งที่ต้องคำนึงถึงในการสร้างภาพที่ง่าย
2. แบ่งส่วนภาพอย่างง่ายออกเป็น 3 ส่วน (ถ้าจำเป็น) เพื่อแบ่งปันข้อมูลตามมาตรฐานภาพอย่างง่าย
ทั้งส่วนหัว ส่วนกลาง และส่วนท้าย
3. หัว ส่วนหัว และส่วนท้ายของภาพอย่างง่าย ควรมีขนาดอย่างน้อย 100x100 พิกเซล และส่วนกลางควรมีขนาดอย่างน้อย 100x100 พิกเซล
4. หัว ส่วนหัว และส่วนท้ายของภาพอย่างง่าย ควรมีขนาดอย่างน้อย 100x100 พิกเซล และส่วนกลางควรมีขนาดอย่างน้อย 100x100 พิกเซล
5. หัว ส่วนหัว และส่วนท้ายของภาพอย่างง่าย ควรมีขนาดอย่างน้อย 100x100 พิกเซล และส่วนกลางควรมีขนาดอย่างน้อย 100x100 พิกเซล
6. หัว ส่วนหัว และส่วนท้ายของภาพอย่างง่าย ควรมีขนาดอย่างน้อย 100x100 พิกเซล และส่วนกลางควรมีขนาดอย่างน้อย 100x100 พิกเซล
7. หัว ส่วนหัว และส่วนท้ายของภาพอย่างง่าย ควรมีขนาดอย่างน้อย 100x100 พิกเซล และส่วนกลางควรมีขนาดอย่างน้อย 100x100 พิกเซล
8. หัว ส่วนหัว และส่วนท้ายของภาพอย่างง่าย ควรมีขนาดอย่างน้อย 100x100 พิกเซล และส่วนกลางควรมีขนาดอย่างน้อย 100x100 พิกเซล
9. หัว ส่วนหัว และส่วนท้ายของภาพอย่างง่าย ควรมีขนาดอย่างน้อย 100x100 พิกเซล และส่วนกลางควรมีขนาดอย่างน้อย 100x100 พิกเซล
10. หัว ส่วนหัว และส่วนท้ายของภาพอย่างง่าย ควรมีขนาดอย่างน้อย 100x100 พิกเซล และส่วนกลางควรมีขนาดอย่างน้อย 100x100 พิกเซล
11. หัว ส่วนหัว และส่วนท้ายของภาพอย่างง่าย ควรมีขนาดอย่างน้อย 100x100 พิกเซล และส่วนกลางควรมีขนาดอย่างน้อย 100x100 พิกเซล
12. หัว ส่วนหัว และส่วนท้ายของภาพอย่างง่าย ควรมีขนาดอย่างน้อย 100x100 พิกเซล และส่วนกลางควรมีขนาดอย่างน้อย 100x100 พิกเซล
13. หัว ส่วนหัว และส่วนท้ายของภาพอย่างง่าย ควรมีขนาดอย่างน้อย 100x100 พิกเซล และส่วนกลางควรมีขนาดอย่างน้อย 100x100 พิกเซล
14. หัว ส่วนหัว และส่วนท้ายของภาพอย่างง่าย ควรมีขนาดอย่างน้อย 100x100 พิกเซล และส่วนกลางควรมีขนาดอย่างน้อย 100x100 พิกเซล

สิ่งอำนวยความสะดวก (CONSTRUCTION FACILITIES AND TEMPORARY CONTROLS)

รัฐสวัสดิการขอใบวิจัยก่อนออกสร้าง


[illegible]

- [illegible]

28. ปัญหาที่เกิดขึ้นจากการก่อสร้างหลังจากการล่มมออาคารแล้ว ผู้รับจ้างจะขอรับผิดชอบ ดังเช่นเดียวๆกับข้อ 27.

 บริษัท กู๊ดสเปซ จำกัด Good space Architecture Studio จำกัด 101/101 หมู่ 10 ซอย 101/101 ถนนสุขุมวิท แขวงคลองเตย เขตคลองเตย กรุงเทพมหานคร 10110 โทรศัพท์ : 02-2555 1010 โทรสาร : 02-2555 1011 E-Mail : info@goodspace.co.th Web : www.goodspace.co.th	
PROJECT NAME : แบบแปลนร้านค้าปลีกอาหารสุขภาพ	
OWNER : มหาวิทยาลัยวลัยลักษณ์	
LOCATION : มหาวิทยาลัยวลัยลักษณ์ ภาควิชาการเกษตร ตำบลนิคมสร้างชีพ อำเภอเมือง จังหวัดนครศรีธรรมราช	
ARCHITECTURE :	01/01/2561 02/02/2561 03/03/2561
STRUCTURAL ENGINEER :	04/04/2561 05/05/2561 06/06/2561
SANITARY ENGINEER :	07/07/2561 08/08/2561 09/09/2561
ELECTRICAL ENGINEER :	10/10/2561 11/11/2561 12/12/2561
MECHANICAL ENGINEER :	13/01/2562 14/02/2562 15/03/2562
DRAWING :	16/04/2562 17/05/2562 18/06/2562 19/07/2562 20/08/2562 21/09/2562 22/10/2562 23/11/2562 24/12/2562 25/01/2563 26/02/2563 27/03/2563 28/04/2563 29/05/2563 30/06/2563 31/07/2563 32/08/2563 33/09/2563 34/10/2563 35/11/2563 36/12/2563 37/01/2564 38/02/2564 39/03/2564 40/04/2564 41/05/2564 42/06/2564 43/07/2564 44/08/2564 45/09/2564 46/10/2564 47/11/2564 48/12/2564 49/01/2565 50/02/2565 51/03/2565 52/04/2565 53/05/2565 54/06/2565 55/07/2565 56/08/2565 57/09/2565 58/10/2565 59/11/2565 60/12/2565 61/01/2566 62/02/2566 63/03/2566 64/04/2566 65/05/2566 66/06/2566 67/07/2566 68/08/2566 69/09/2566 70/10/2566 71/11/2566 72/12/2566 73/01/2567 74/02/2567 75/03/2567 76/04/2567 77/05/2567 78/06/2567 79/07/2567 80/08/2567 81/09/2567 82/10/2567 83/11/2567 84/12/2567 85/01/2568 86/02/2568 87/03/2568 88/04/2568 89/05/2568 90/06/2568 91/07/2568 92/08/2568 93/09/2568 94/10/2568 95/11/2568 96/12/2568 97/01/2569 98/02/2569 99/03/2569 100/04/2569 101/05/2569 102/06/2569 103/07/2569 104/08/2569 105/09/2569 106/10/2569 107/11/2569 108/12/2569 109/01/2570 110/02/2570 111/03/2570 112/04/2570 113/05/2570 114/06/2570 115/07/2570 116/08/2570 117/09/2570 118/10/2570 119/11/2570 120/12/2570 121/01/2571 122/02/2571 123/03/2571 124/04/2571 125/05/2571 126/06/2571 127/07/2571 128/08/2571 129/09/2571 130/10/2571 131/11/2571 132/12/2571 133/01/2572 134/02/2572 135/03/2572 136/04/2572 137/05/2572 138/06/2572 139/07/2572 140/08/2572 141/09/2572 142/10/2572 143/11/2572 144/12/2572 145/01/2573 146/02/2573 147/03/2573 148/04/2573 149/05/2573 150/06/2573 151/07/2573 152/08/2573 153/09/2573 154/10/2573 155/11/2573 156/12/2573 157/01/2574 158/02/2574 159/03/2574 160/04/2574 161/05/2574 162/06/2574 163/07/2574 164/08/2574 165/09/2574 166/10/2574 167/11/2574 168/12/2574 169/01/2575 170/02/2575 171/03/2575 172/04/2575 173/05/2575 174/06/2575 175/07/2575 176/08/2575 177/09/2575 178/10/2575 179/11/2575 180/12/2575 181/01/2576 182/02/2576 183/03/2576 184/04/2576 185/05/2576 186/06/2576 187/07/2576 188/08/2576 189/09/2576 190/10/2576 191/11/2576 192/12/2576 193/01/2577 194/02/2577 195/03/2577 196/04/2577 197/05/2577 198/06/2577 199/07/2577 200/08/2577 201/09/2577 202/10/2577 203/11/2577 204/12/2577 205/01/2578 206/02/2578 207/03/2578 208/04/2578 209/05/2578 210/06/2578 211/07/2578 212/08/2578 213/09/2578 214/10/2578 215/11/2578 216/12/2578 217/01/2579 218/02/2579 219/03/2579 220/04/2579 221/05/2579 222/06/2579 223/07/2579 224/08/2579 225/09/2579 226/10/2579 227/11/2579 228/12/2579 229/01/2580 230/02/2580 231/03/2580 232/04/2580 233/05/2580 234/06/2580 235/07/2580 236/08/2580 237/09/2580 238/10/2580 239/11/2580 240/12/2580 241/01/2581 242/02/2581 243/03/2581 244/04/2581 245/05/2581 246/06/2581 247/07/2581 248/08/2581 249/09/2581 250/10/2581 251/11/2581 252/12/2581 253/01/2582 254/02/2582 255/03/2582 256/04/2582 257/05/2582 258/06/2582 259/07/2582 260/08/2582 261/09/2582 262/10/2582 263/11/2582 264/12/2582 265/01/2583 266/02/2583 267/03/2583 268/04/2583 269/05/2583 270/06/2583 271/07/2583 272/08/2583 273/09/2583 274/10/2583 275/11/2583 276/12/2583 277/01/2584 278/02/2584 279/03/2584 280/04/2584 281/05/2584 282/06/2584 283/07/2584 284/08/2584 285/09/2584 286/10/2584 287/11/2584 288/12/2584 289/01/2585 290/02/2585 291/03/2585 292/04/2585 293/05/2585 294/06/2585 295/07/2585 296/08/2585 297/09/2585 298/10/2585 299/11/2585 300/12/2585 301/01/2586 302/02/2586 303/03/2586 304/04/2586 305/05/2586 306/06/2586 307/07/2586 308/08/2586 309/09/2586 310/10/2586 311/11/2586 312/12/2586 313/01/2587 314/02/2587 315/03/2587 316/04/2587 317/05/2587 318/06/2587 319/07/2587 320/08/2587 321/09/2587 322/10/2587 323/11/2587 324/12/2587 325/01/2588 326/02/2588 327/03/2588 328/04/2588 329/05/2588 330/06/2588 331/07/2588 332/08/2588 333/09/2588 334/10/2588 335/11/2588 336/12/2588 337/01/2589 338/02/2589 339/03/2589 340/04/2589 341/05/2589 342/06/2589 343/07/2589 344/08/2589 345/09/2589 346/10/2589 347/11/2589 348/12/2589 349/01/2590 350/02/2590 351/03/2590 352/04/2590 353/05/2590 354/06/2590 355/07/2590 356/08/2590 357/09/2590 358/10/2590 359/11/2590 360/12/2590 361/01/2591 362/02/2591 363/03/2591 364/04/2591 365/05/2591 366/06/2591 367/07/2591 368/08/2591 369/09/2591 370/10/2591 371/11/2591 372/12/2591 373/01/2592 374/02/2592 375/03/2592 376/04/2592 377/05/2592 378/06/2592 379/07/2592 380/08/2592 381/09/2592 382/10/2592 383/11/2592 384/12/2592 385/01/2593 386/02/2593 387/03/2593 388/04/2593 389/05/2593 390/06/2593 391/07/2593 392/08/2593 393/09/2593 394/10/2593 395/11/2593 396/12/2593 397/01/2594 398/02/2594 399/03/2594 400/04/2594 401/05/2594 402/06/2594 403/07/2594 404/08/2594 405/09/2594 406/10/2594 407/11/2594 408/12/2594 409/01/2595 410/02/2595 411/03/2595 412/04/2595 413/05/2595 414/06/2595 415/07/2595 416/08/2595 417/09/2595 418/10/2595 419/11/2595 420/12/2595 421/01/2596 422/02/2596 423/03/2596 424/04/2596 425/05/2596 426/06/2596 427/07/2596 428/08/2596 429/09/2596 430/10/2596 431/11/2596 432/12/2596 433/01/2597 434/02/2597 435/03/2597 436/04/2597 437/05/2597 438/06/2597 439/07/2597 440/08/2597 441/09/2597 442/10/2597 443/11/2597 444/12/2597 445/01/2598 446/02/2598 447/03/2598 448/04/2598 449/05/2598 450/06/2598 451/07/2598 452/08/2598 453/09/2598 454/10/2598 455/11/2598 456/12/2598 457/01/2599 458/02/2599 459/03/2599 460/04/2599 461/05/2599 462/06/2599 463/07/2599 464/08/2599 465/09/2599 466/10/2599 467/11/2599 468/12/2599 469/01/2600 470/02/2600 471/03/2600 472/04/2600 473/05/2600 474/06/2600 475/07/2600 476/08/2600 477/09/2600 478/10/2600 479/11/2600 480/12/2600 481/01/2601 482/02/2601 483/03/2601 484/04/2601 485/05/2601 486/06/2601 487/07/2601 488/08/2601 489/09/2601 490/10/2601 491/11/2601 492/12/2601 493/01/2602 494/02/2602 495/03/2602 496/04/2602 497/05/2602 498/06/2602 499/07/2602 500/08/2602 501/09/2602 502/10/2602 503/11/2602 504/12/2602 505/01/2603 506/02/2603 507/03/2603 508/04/2603 509/05/2603 510/06/2603 511/07/2603 512/08/2603 513/09/2603 514/10/2603 515/11/2603 516/12/2603 517/01/2604 518/02/2604 519/03/2604 520/04/2604 521/05/2604 522/06/2604 523/07/2604 524/08/2604 525/09/2604 526/10/2604 527/11/2604 528/12/2604 529/01/2605 530/02/2605 531/03/2605 532/04/2605 533/05/2605 534/06/2605 535/07/2605 536/08/2605 537/09/2605 538/10/2605 539/11/2605 540/12/2605 541/01/2606 542/02/2606 543/03/2606 544/04/2606 545/05/2606 546/06/2606 547/07/2606 548/08/2606 549/09/2606 550/10/2606 551/11/2606 552/12/2606 553/01/2607 554/02/2607 555/03/2607 556/04/2607 557/05/2607 558/06/2607 559/07/2607 560/08/2607 561/09/2607 562/10/2607 563/11/2607 564/12/2607 565/01/2608 566/02/2608 567/03/2608 568/04/2608 569/05/2608 570/06/2608 571/07/2608 572/08/2608 573/09/2608 574/10/2608 575/11/2608 576/12/2608 577/01/2609 578/02/2609 579/03/2609 580/04/2609 581/05/2609 582/06/2609 583/07/2609 584/08/2609 585/09/2609 586/10/2609 587/11/2609 588/12/2609 589/01/2610 590/02/2610 591/03/2610 592/04/2610 593/05/2610 594/06/2610 595/07/2610 596/08/2610 597/09/2610 598/10/2610 599/11/2610 600/12/2610 601/01/2611 602/02/2611 603/03/2611 604/04/2611 605/05/2611 606/06/2611 607/07/2611 608/08/2611 609/09/2611 610/10/2611 611/11/2611 612/12/2611 613/01/2612 614/02/2612 615/03/2612 616/04/2612 617/05/2612 618/06/2612 619/07/2612 620/08/2612 621/09/2612 622/10/2612 623/11/2612 624/12/2612 625/01/2613 626/02/2613 627/03/2613 628/04/2613 629/05/2613 630/06/2613 631/07/2613 632/08/2613 633/09/2613 634/10/2613 635/11/2613 636/12/2613 637/01/2614 638/02/2614 639/03/2614 640/04/2614 641/05/2614 642/06/2614 643/07/2614 644/08/2614 645/09/2614 646/10/2614 647/11/2614 648/12/2614 649/01/2615 650/02/2615 651/03/2615 652/04/2615 653/05/2615 654/06/2615 655/07/2615 656/08/2615 657/09/2615 658/10/2615 659/11/2615 660/12/2615 661/01/2616 662/02/2616 663/03/2616 664/04/2616 665/05/2616 666/06/2616 667/07/2616 668/08/2616 669/09/2616 670/10/2616 671/11/2616 672/12/2616 673/01/2617 674/02/2617 675/03/2617 676/04/2617 677/05/2617 678/06/2617 679/07/2617 680/08/2617 681/09/2617 682/10/2617 683/11/2617 684/12/2617 685/01/2618 686/02/2618 687/03/2618 688/04/2618 689/05/2618 690/06/2618 691/07/2618 692/08/2618 693/09/2618 694/10/2618 695/11/2618 696/12/2618 697/01/2619 698/02/2619 699/03/2619 700/04/2619 701/05/2619 702/06/2619 703/07/2619 704/08/2619 705/09/2619 706/10/2619 707/11/2619 708/12/2619 709/01/2620 710/02/2620 711/03/2620 712/04/2620 713/05/2620 714/06/2620 715/07/2620 716/08/2620 717/09/2620 718/10/2620 719/11/2620 720/12/2620 721/01/2621 722/02/2621 723/03/2621 724/04/2621 725/05/2621 726/06/2621 727/07/2621 728/08/2621 729/09/2621 730/10/2621 731/11/2621 732/12/2621 733/01/2622 734/02/2622 735/03/2622 736/04/2622 737/05/2622 738/06/2622 739/07/2622 740/08/2622 741/09/2622 742/10/2622 743/11/2622 744/12/2622 745/01/2623 746/02/2623 747/03/2623 748/04/2623 749/05/2623 750/06/2623 751/07/2623 752/08/2623 753/09/2623 754/10/2623 755/11/2623 756/12/2623 75

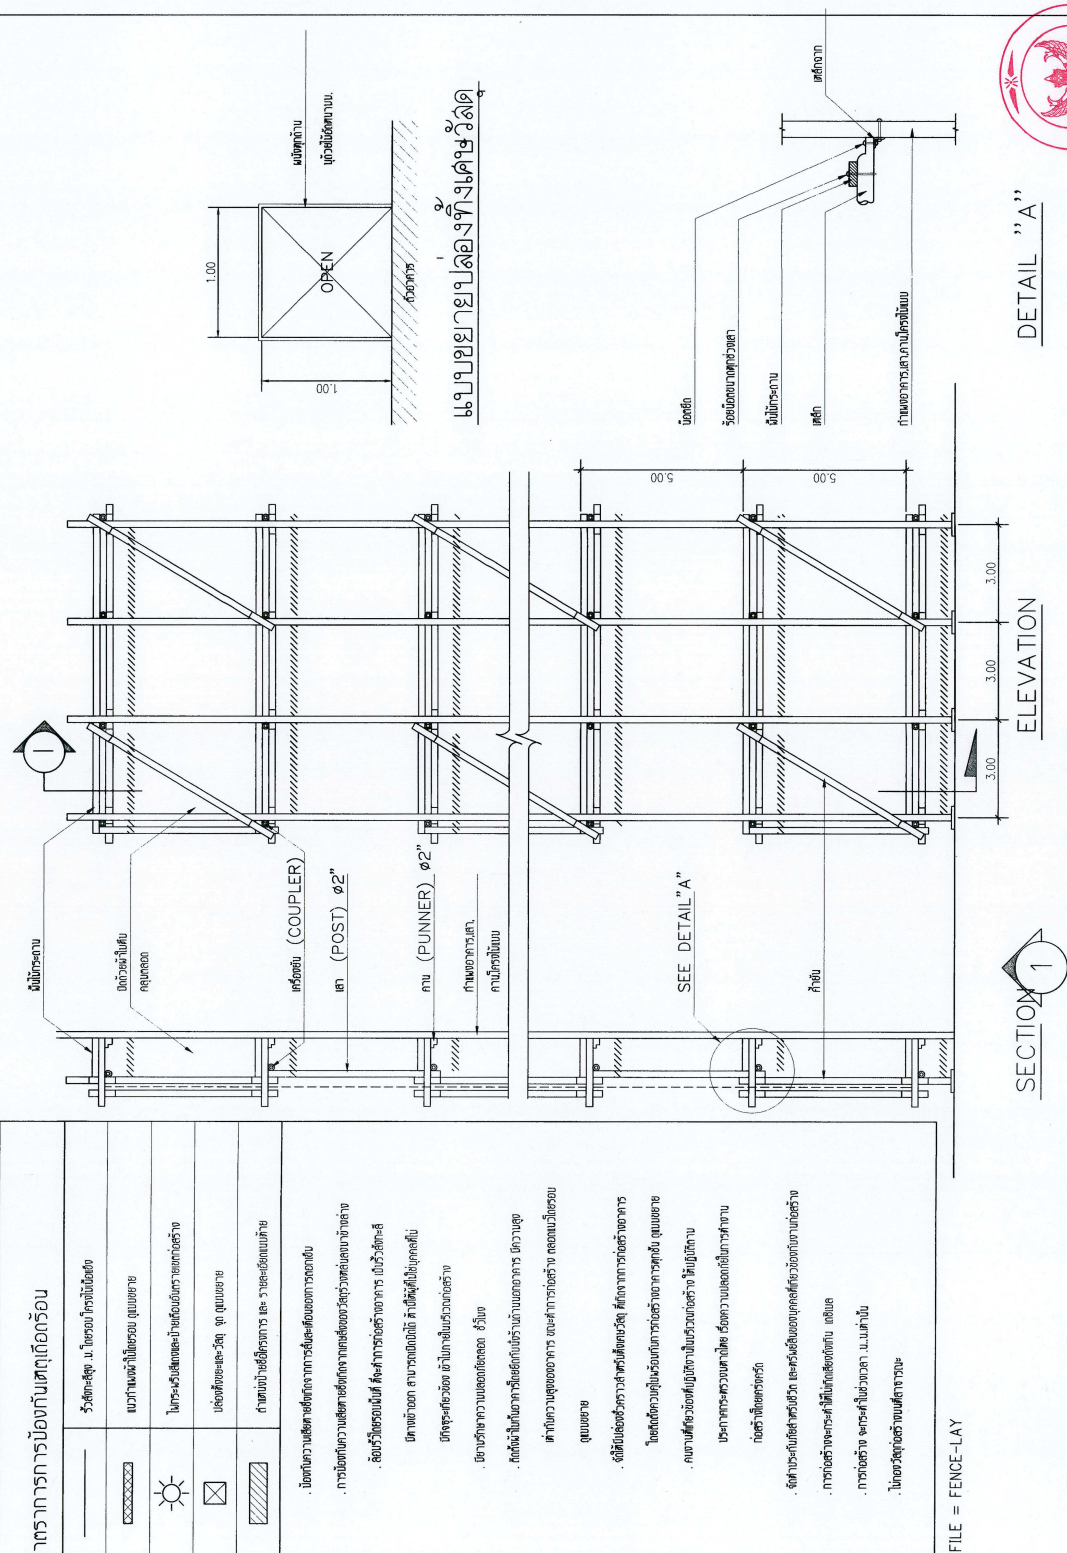

[illegible]


FILE = FENCE-LAY

DETAIL "A"

ELEVATION

SECTION 1

หมายเหตุ : ผู้รับจ้างต้องตรวจสอบโครงสร้างเดิมของอาคาร โดยละเอียด ก่อนระทำการแก้ไข

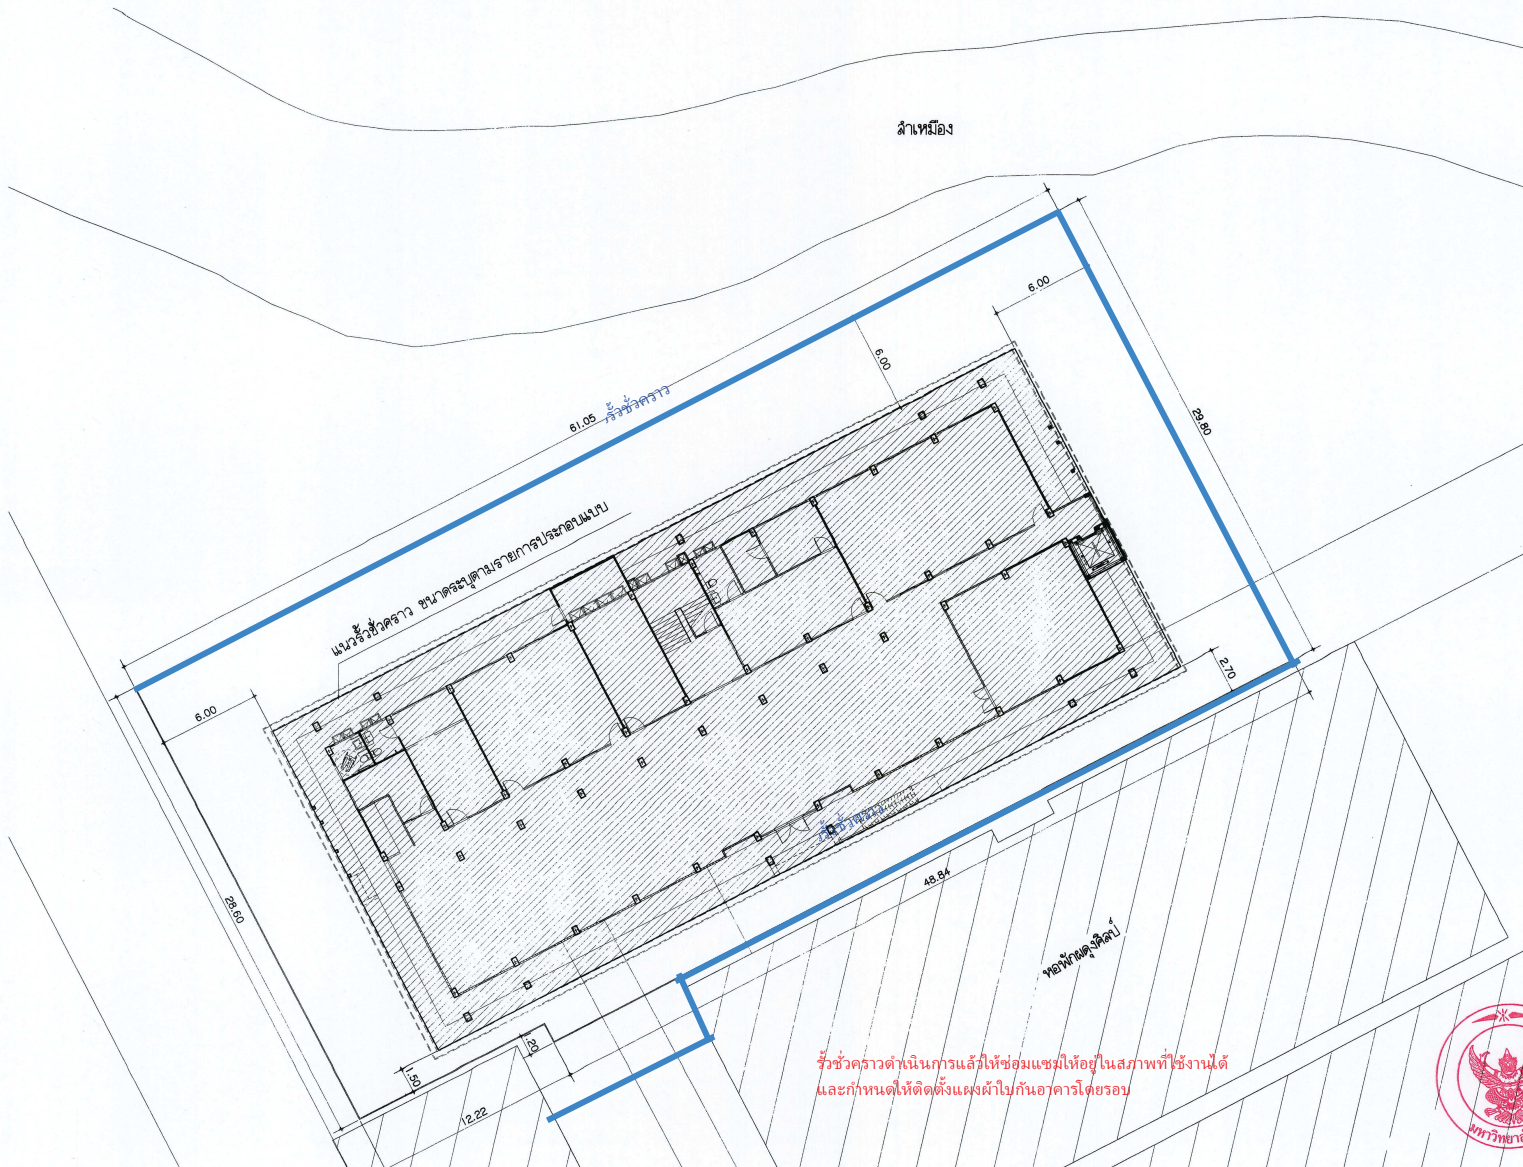

รั้วชั่วคราวดำเนินการแล้วให้ซ่อมแซมให้อยู่ในสภาพที่ใช้งานได้
และกำหนดให้ติดตั้งแผงผ้าใบกันอาคารโดยรอบ



แบบแปลนแสดงแนวติดตั้งรั้วชั่วคราว
มาตราส่วน 1 : 200

 มหาวิทยาลัยแม่โจ้ 300 หมู่ 3 ตำบลบ้านใหม่ อำเภอเมือง จังหวัดเชียงใหม่ Good โทรศัพท์ 053-212800 โทรสาร 053-212800 E-mail: good@mejo.ac.th, www.good@mejo.ac.th	
PROJECT NAME:	
แบบปรับปรุงอาคารศรีเกษตร	
OWNER:	
มหาวิทยาลัยแม่โจ้	
LOCATION:	
มหาวิทยาลัยแม่โจ้ ตำบลหนองตาว อำเภอสันทราย จังหวัดเชียงใหม่	
ARCHITECTURE:	
วิศวกร จปร. 744	
วิศวกร ควบคุม 8100	
STRUCTURAL ENGINEER:	
กานต์ วัชรสิทธิ์ ร.ร. 10690	
ปิยะพงศ์ ศักดิ์ ร.ร. 59443	
วชิระ งามวงศ์ ร.ร. 94819	
SANITARY ENGINEER:	
คุณดนัย นนดี ร.ร. 299	
ELECTRICAL ENGINEER:	
จันทน์ ไชยเดช ร.ร. 4537	
MECHANICAL ENGINEER:	
สมชาย ชื่นใจ ร.ร. 4172	
INTERIOR DESIGNER:	
สุวิทย์ พลซอ ร.ร. 788	
DRAWING:	
นางสาว เจริญนภา	
ศิธา ภาทอน	
ศก.	สำนักงานผู้ช่วยศาสตราจารย์
ศก.	สำนักงานผู้ช่วยศาสตราจารย์
ศก.	สำนักงานผู้ช่วยศาสตราจารย์
ศก.	สำนักงานผู้ช่วยศาสตราจารย์
ศก.	สำนักงานผู้ช่วยศาสตราจารย์
ศก.	สำนักงานผู้ช่วยศาสตราจารย์
DRAWING TITLE:	
แบบแปลนแสดงแนวติดตั้งรั้วชั่วคราว	
SCALE: 1:200	DATE: 28/11/2567
NOTE:	DRAWING NO. AR1-03

[illegible]

[illegible][illegible]

ลํารับัญแบบ(ต่อ)

หมายเลข	รายการ	หมายเลข	รายการ	หมายเลข	รายการ
EE-01	วิศวกรรมการระบบไฟฟ้า		วิศวกรรมการระบบสุขาภิบาล		รายการ
EE-02	ลัทธิการประกอบแบบ	SN-01	ลัทธิการประกอบแบบ		
EE-03	ขอบเขตของงานระบบไฟฟ้าและสื่อสาร	SN-02	รายละเอียดประกอบแบบวิศวกรรมสุขาภิบาล		
EE-04	ขอบเขตของงานระบบไฟฟ้าและสื่อสาร (ต่อ)	SN-03	ผังท่อน้ำทิ้งของระบบท่อน้ำทิ้ง CWS		
EE-05	รายละเอียดงานติดตั้งระบบไฟฟ้าและสื่อสาร	SN-04	ผังท่อน้ำทิ้งของระบบท่อน้ำทิ้ง S.W.V		
EE-06	รายละเอียดงานติดตั้งระบบไฟฟ้าและสื่อสาร	SN-05	ผังท่อน้ำทิ้งของระบบท่อน้ำทิ้ง		
EE-07	รายละเอียดงานติดตั้งระบบไฟฟ้าและสื่อสาร	SN-06	ผังบริเวณระบบสุขาภิบาล		
EE-08	รายละเอียดงานติดตั้งระบบไฟฟ้าและสื่อสาร	SN-07	ผังระบบสุขาภิบาลพื้นที่ ชั้นที่ 1		
EE-09	รายละเอียดงานติดตั้งระบบไฟฟ้าและสื่อสาร	SN-08	แปลนระบบน้ำประปา ชั้นที่ 1		
EE-10	รายละเอียดงานติดตั้งระบบไฟฟ้าและสื่อสาร	SN-09	แปลนระบบน้ำประปา ชั้นที่ 2-5		
EE-11	ELECTRICAL SINGLE LINE DIAGRAM	SN-10	แปลนระบบน้ำประปา ชั้นที่ 6		
EE-12	ELECTRICAL RISER DIAGRAM	SN-11	แปลนระบบน้ำประปา ชั้นหลังคา		
EE-13	ELECTRICAL RISER DIAGRAM	SN-12	แบบขยายการเดินท่อน้ำทิ้ง CWS WC-01, 02, 03, 04		
EE-14	LOAD SCHEDULE	SN-13	แปลนระบบสุขาภิบาล ชั้น 1		
EE-15	LOAD SCHEDULE	SN-14	ผังระบบสุขาภิบาล น้ำทิ้ง ใต้ท้องพื้นที่ชั้นที่ 2		
EE-16	ผังบริเวณระบบไฟฟ้า	SN-15	ผังระบบสุขาภิบาล น้ำทิ้ง ชั้นที่ 2-5		
EE-17	แปลนไฟฟ้าแสงสว่าง ชั้นที่ 1	SN-16	แบบขยายการเดินท่อน้ำทิ้ง S.W.V WC-01, 02, 03, 04		
EE-18	แปลนไฟฟ้าแสงสว่าง ชั้นที่ 2-5	SN-17	แปลนระบบประปาชั้นใต้ดิน ชั้น 1		
EE-19	แปลนไฟฟ้าแสงสว่าง ชั้นหลังคา	SN-18	แปลนระบบประปาชั้นใต้ดิน ชั้น 2-5		
EE-20	แปลนไฟฟ้ากำลัง, ไฟฟ้าภายนอก, ไฟฉุกเฉิน ชั้น 1	SN-19	แปลนระบบประปาชั้นใต้ดิน ชั้นหลังคา		
EE-21	แปลนไฟฟ้ากำลัง, ไฟฟ้าภายนอก, ไฟฉุกเฉิน ชั้น 2-5	SN-20	แบบขยายการเดินท่อน้ำทิ้งของสุขาภิบาล		
EE-22	แปลนไฟฟ้ากำลัง, ไฟฟ้าภายนอก, ไฟฉุกเฉิน ชั้นหลังคา	SN-21	ข้อกำหนดทั่วไปของเครื่องสูบน้ำขึ้นลิ้งสูง		
EE-23	แปลนระบบแสงสว่างหลังคา	SN-22	ข้อกำหนดทั่วไปของเครื่องสูบน้ำขึ้นลิ้งสูง		
EE-24	แปลนระบบแสงสว่างหลังคา	SN-23	แบบขยายทั่วไปจากวางท่อน้ำ		
EE-25	แปลนระบบแสงสว่างหลังคา				
EE-26	แปลน CCTV, TELEPHONE, LAN(wifi), ระบบเสียง ชั้น 1				
EE-27	แปลน CCTV, TELEPHONE, LAN(wifi), ระบบเสียง ชั้น 2-5				
EE-28	แปลนลายแผนไฟฟ้ากำลัง จ่ายเครื่องปรับอากาศ ชั้น 1				
EE-29	แปลนลายแผนไฟฟ้ากำลัง จ่ายเครื่องปรับอากาศ ชั้น 2-5				
EE-30	แปลนระบบป้องกันฟ้าผ่า ชั้นหลังคา				
EE-31	แปลนระบบป้องกันฟ้าผ่า ชั้นหลังคา				



มหาวิทยาลัยพะเยา
มหาวิทยาลัยพะเยา
มหาวิทยาลัยพะเยา

Good Space

บริษัท กู๊ด สเปซ จำกัด (มหาชน)
เลขที่ 101 ถนนพหลโยธิน แขวงสามยุค เขตเมืองเก่า เชียงใหม่ 50100
โทรศัพท์ 053-8123456 โทรสาร 053-8123456
E-mail: info@good-space.com

PROJECT NAME:

แบบแปลนระบบสุขาภิบาล

OWNER:

มหาวิทยาลัยพะเยา

LOCATION:

มหาวิทยาลัยพะเยา ตำบลหนองกา อำเภอเมือง จังหวัดเชียงใหม่

ARCHITECTURE:

สถาปนิก จิตติพร งามเมือง
2.01.744
สถาปนิก จิตติพร งามเมือง
2.01.744
สถาปนิก จิตติพร งามเมือง
2.01.744

STRUCTURAL ENGINEER:

นาย อธิวัฒน์ คุ้มคำ
2.01.0990
นาย อธิวัฒน์ คุ้มคำ
2.01.0990
นาย อธิวัฒน์ คุ้มคำ
2.01.0990

SANITARY ENGINEER:

นาย อธิวัฒน์ คุ้มคำ
2.01.0990
นาย อธิวัฒน์ คุ้มคำ
2.01.0990
นาย อธิวัฒน์ คุ้มคำ
2.01.0990

ELECTRICAL ENGINEER:

นาย อธิวัฒน์ คุ้มคำ
2.01.0990
นาย อธิวัฒน์ คุ้มคำ
2.01.0990
นาย อธิวัฒน์ คุ้มคำ
2.01.0990

MECHANICAL ENGINEER:

นาย อธิวัฒน์ คุ้มคำ
2.01.0990
นาย อธิวัฒน์ คุ้มคำ
2.01.0990
นาย อธิวัฒน์ คุ้มคำ
2.01.0990

INTERIOR DESIGNER:

นาย อธิวัฒน์ คุ้มคำ
2.01.0990
นาย อธิวัฒน์ คุ้มคำ
2.01.0990
นาย อธิวัฒน์ คุ้มคำ
2.01.0990

DRAWING:

นาย อธิวัฒน์ คุ้มคำ
2.01.0990
นาย อธิวัฒน์ คุ้มคำ
2.01.0990
นาย อธิวัฒน์ คุ้มคำ
2.01.0990

SCALE: 1:100

DATE: 28/11/2567


NOTE:

AR2-02



สัญญาบัตรประกอบแบบ และ รายการประกอบแบบ

 [illegible]



มหาวิทยาลัยมหามกุฏราชวิทยาลัย
มหาวิทยาลัยราชภัฏวชิรเวศน์ (กรุงเทพฯ)

Good Space

บริษัท กู๊ดสเปซ จำกัด (จำกัดความ)
79 หมู่ 9 ต.คลองสามวา อ.คลองสามวา จ.10140
โทรศัพท์ : 0-2618-11001 โทรสาร : 0-2618-11002
E-Mail : info@goodspace.com, thairail@goodspace.com
Web Site : www.goodspace.com.th

PROJECT NAME : _____

แบบแปลนปรับปรุงอาคารคหบดีเกษตร

OWNER : _____

มหาวิทยาลัยมหามกุฏราชวิทยาลัย

LOCATION : _____

มหาวิทยาลัยมหามกุฏราชวิทยาลัย ตำบลคลองสามวา
อำเภอคลองสามวา จังหวัดกรุงเทพมหานคร

ARCHITECTURE : _____

ผู้จัดทำ : จ.พรเมศร์
2.50. 744
ผู้ควบคุม : วิศวกร
2-500. 8100

STRUCTURAL ENGINEER : _____

ท่าน ธีรภัทร ธีรภัทร
No. 10690
ถนนพหลโยธิน
No. 55443
วชิระ กรุงเทพมหานคร
No. 94819

SANITARY ENGINEER : _____

ผู้จัดทำ : น.นันทิ
No. 399

ELECTRICAL ENGINEER : _____

ผู้จัดทำ : น.นันทิ
No. 4537

MECHANICAL ENGINEER : _____

ผู้จัดทำ : น.นันทิ
No. 4172

INTERIOR DESIGNER : _____

ผู้จัดทำ : น.นันทิ
No. 788

DRAWINGS : _____

นางนันทิ นันทิ
คหบดี เกษตร

สถาปัตย์		สถาปัตย์ (ผู้จัดทำแบบ)
สถาปัตย์		สถาปัตย์ (ผู้ควบคุมแบบ)
สถาปัตย์		ผู้ควบคุมอาคาร (ผู้ควบคุมแบบ)
สถาปัตย์		ผู้ควบคุมอาคาร (ผู้ควบคุมแบบ)
คหบดี		ผู้ควบคุมอาคาร (ผู้ควบคุมแบบ)
คหบดี		ผู้ควบคุมอาคาร (ผู้ควบคุมแบบ)

DRAFTING TITLE



จากภาพประกอบแบบแปลน

SCALE : 1:100

DATE : 28/11/2567



NOTE : _____

149


DRAWING NO. _____

 กรมทรัพยากรธรรมชาติและสิ่งแวดล้อม Ministry of Natural Resources and Environmental Conservation		Good Good Engineering & Architecture Co., Ltd. 101/1 หมู่ 10 ถนนสุขุมวิท แขวงคลองเตย เขตคลองเตย กรุงเทพมหานคร 10110 โทรศัพท์ : 02-261-1000 โทรสาร : 02-261-1001 E-Mail : info@goodeng.com www.goodeng.co.th	
PROJECT NAME:		แบบรับรู้อาคารพาณิชย์/อาคาร	
OWNER:		มหาวิทยาลัยเทคโนโลยีพระจอมเกล้าธนบุรี	
LOCATION:		มหาวิทยาลัยเทคโนโลยีพระจอมเกล้าธนบุรี กรุงเทพมหานคร	
ARCHITECTURE:		สถาปนิก : จ.ร. 744 วิศวกร : จ.ร. 8100 วิศวกร : จ.ร. 8100	
STRUCTURAL ENGINEER:		วิศวกร : จ.ร. 10090 วิศวกร : จ.ร. 59443 วิศวกร : จ.ร. 94819	
SANITARY ENGINEER:		วิศวกร : จ.ร. 399 วิศวกร : จ.ร. 94819	
ELECTRICAL ENGINEER:		วิศวกร : จ.ร. 4172 วิศวกร : จ.ร. 4172	
MECHANICAL ENGINEER:		วิศวกร : จ.ร. 4172 วิศวกร : จ.ร. 4172	
INTERIOR DESIGNER:		วิศวกร : จ.ร. 4172 วิศวกร : จ.ร. 4172	
DRAWING:		วิศวกร : จ.ร. 4172 วิศวกร : จ.ร. 4172	
DRAWING TITLE:		วิศวกร : จ.ร. 4172 วิศวกร : จ.ร. 4172	
SCALE:		TOTAL: 149 DATE: 28/1/2567 DRAWING NO.: AR3-01	

ส่วนหน้า

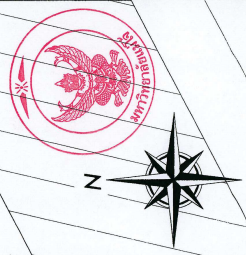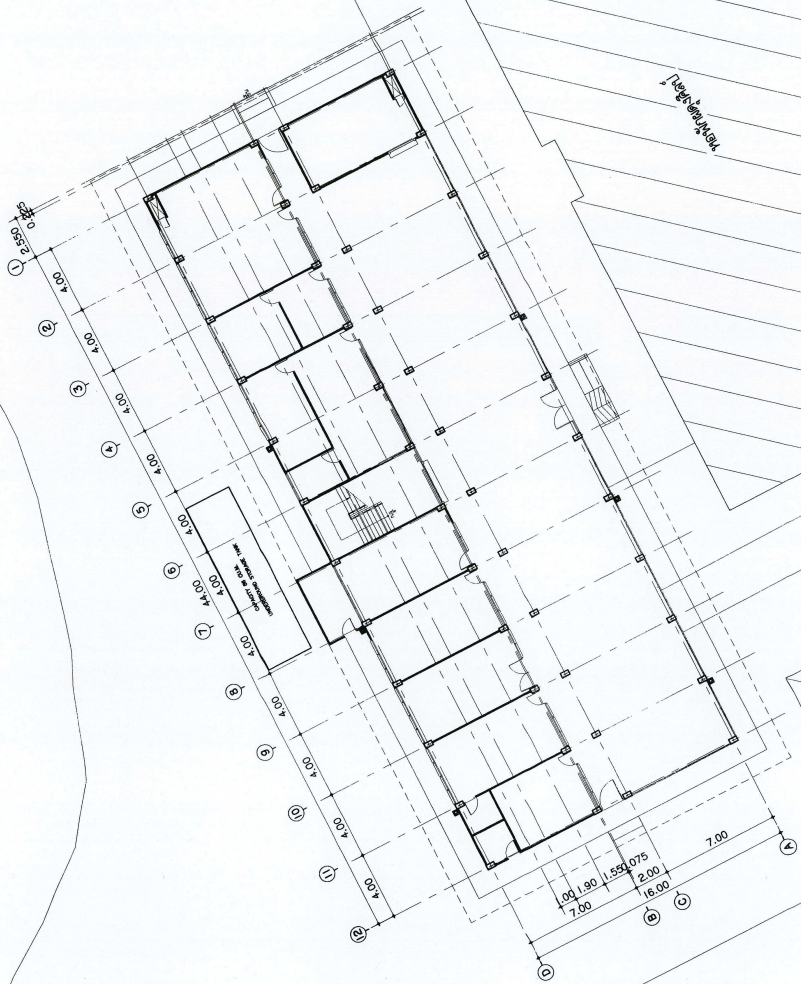

 ผู้ปฏิบัติงาน: วิชาญ วิชาญ
ขนาด: 1 : 200



Good

[illegible]

PROJECT NAME:

แบบแปลนรูปทรงอาคารค้ำยันภายใน

NUMBER : มหาวิทยาลัยแม่โจ้

INDICATION :

มหาวิทยาลัยแม่โจ้ ตำบลหนองหาร
อำเภอสันทราย จังหวัดเชียงใหม่

ARCHITECTURE :

[illegible]

0018
-90 8100

6/10/2007 12:00 PM

12/00

STRUCTURAL ENGINEER :

DE. 10690
JENNIFER MATH
DE. 59443

94819 94819	
----------------	---

Sanitary Engineer :	K. S. S.
---------------------	----------

LA 399

ELECTRICAL ENGINEER :

4537
 4537

MECHANICAL ENGINEER :	
-----------------------	---

INTERIOR DESIGNER :

7-20 768	
RAWING -	

นายสมชาย เจริญกุล	
-------------------	---

NAME	24/9/90
------	---------

ชื่อ	ร.ช.	ผู้มีอำนาจลงนาม
		ผู้มีอำนาจลงนาม

[illegible]

	DATE	SIGNATURE	REMARKS
	08/07/2019	[Signature]	Completed



DRAWING TITLE:


มิ่งพันธุ์ อาคาชติ

SCALE :	1: 100	TOTAL :
---------	--------	---------

DATE: 26/11/2567	149
NOTE:	DRAWING NO.

AR3-02

--	--

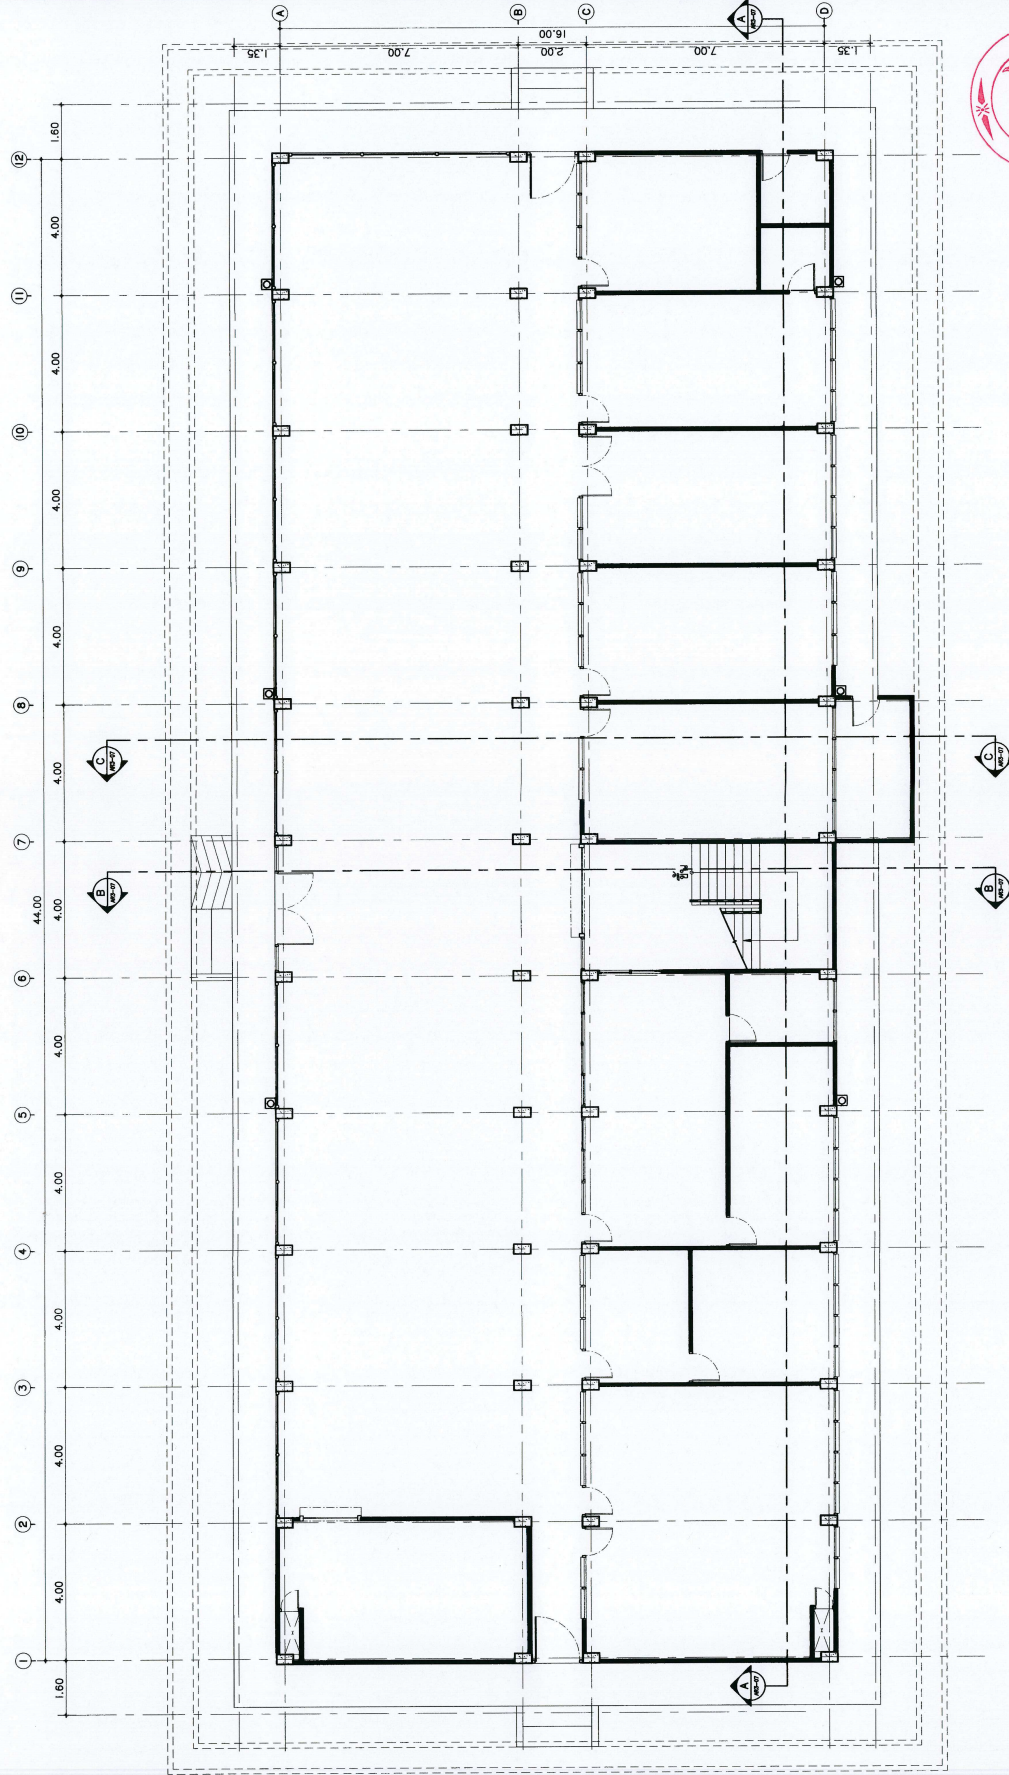


นางสาว อารัติน ชื่นศรี


001 : 1

001 : 1


 กรมทรัพยากรธรรมชาติและสิ่งแวดล้อม กรมการช่างสถาปัตย์		Spood บริษัท สปูด จำกัด (มหาชน) เลขที่ 100 ถนนสุขุมวิท แขวงคลองเตย เขตคลองเตย กรุงเทพมหานคร 10110 โทรศัพท์ 02-2555-1000 โทรสาร 02-2555-1001 E-Mail: info@spood.co.th, www.spood.co.th	
PROJECT NAME:		แบบแปลนห้องเช่าอาคารพาณิชย์	
OWNER:		บริษัท อาริยา-ชัย จำกัด	
LOCATION:		พื้นที่ว่างเปล่า 100 ตารางวา ตำบลบางนา อำเภอบางนา จังหวัดสมุทรปราการ	
ARCHITECTURE:		สถาปนิกผู้ออกแบบ: <i>Chai</i> สถาปนิกผู้ควบคุมงาน: <i>Chai</i> วิชาชีพ: 8100	
STRUCTURAL ENGINEER:		วิศวกรผู้ออกแบบ: <i>Chai</i> วิชาชีพ: 10000 วิศวกรผู้ควบคุมงาน: <i>Chai</i> วิชาชีพ: 10000	
ELECTRICAL ENGINEER:		วิศวกรผู้ออกแบบ: <i>Chai</i> วิชาชีพ: 10000 วิศวกรผู้ควบคุมงาน: <i>Chai</i> วิชาชีพ: 10000	
MECHANICAL ENGINEER:		วิศวกรผู้ออกแบบ: <i>Chai</i> วิชาชีพ: 10000 วิศวกรผู้ควบคุมงาน: <i>Chai</i> วิชาชีพ: 10000	
INTERIOR DESIGNER:		วิศวกรผู้ออกแบบ: <i>Chai</i> วิชาชีพ: 10000 วิศวกรผู้ควบคุมงาน: <i>Chai</i> วิชาชีพ: 10000	
DRAWING:		วิศวกรผู้ออกแบบ: <i>Chai</i> วิชาชีพ: 10000 วิศวกรผู้ควบคุมงาน: <i>Chai</i> วิชาชีพ: 10000	
DATE:		11/11/2567	
SCALE:		1:100	
DRAWING NO.:		AR3-04	

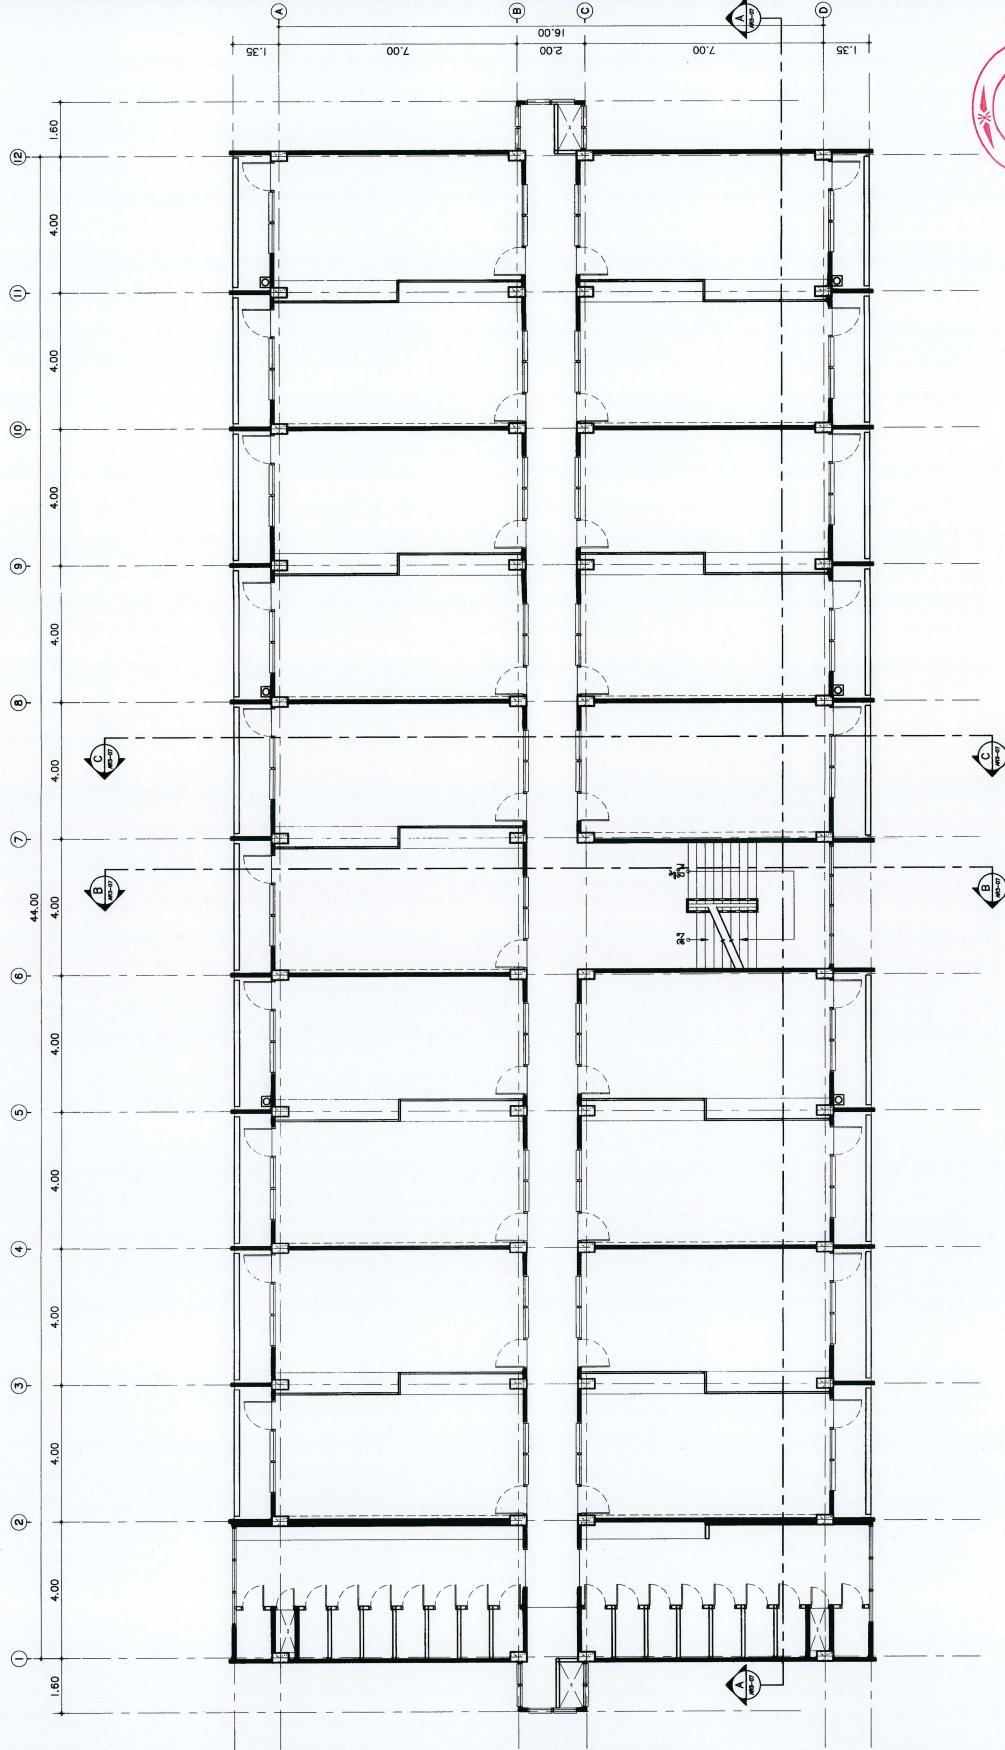

ผู้จัดทำ: อาริยา-ชัย จำกัด
วันที่: 11/11/2567
มาตราส่วน: 1 : 100

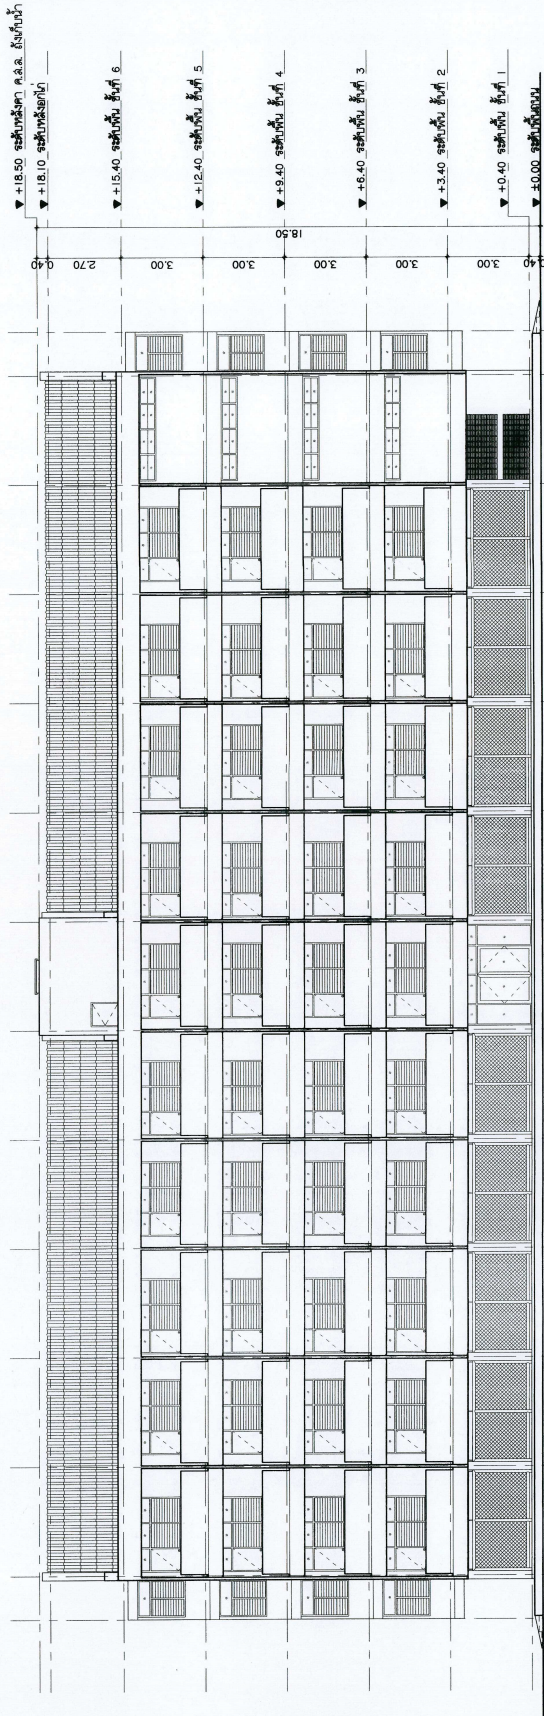


รูปด้าน 1 อาคารเดิม
มาตราส่วน 1 : 125

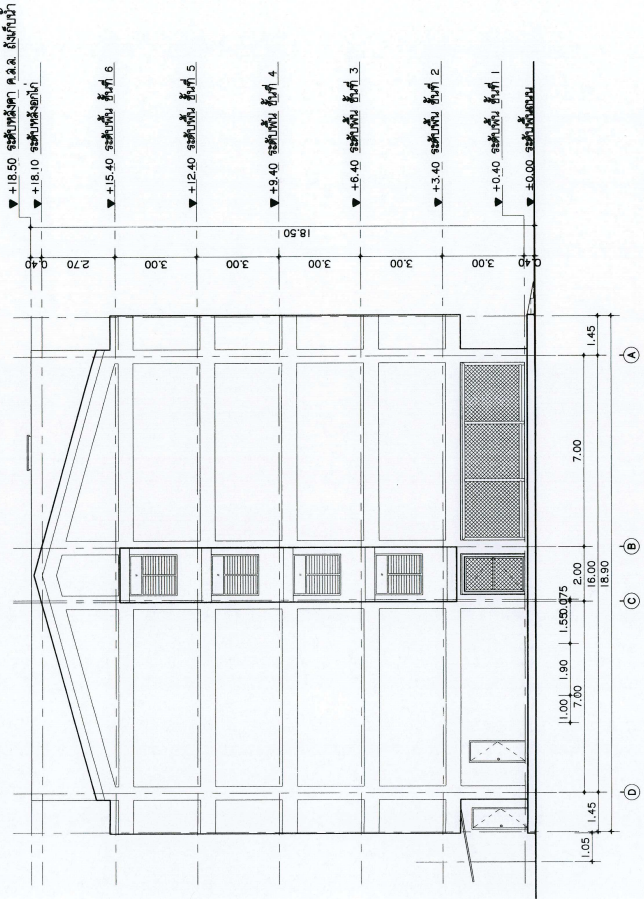

รูปด้าน 2 อาคารเดิม
มาตราส่วน 1 : 125


 กรมส่งเสริมการค้าระหว่างประเทศ กระทรวงพาณิชย์ 101 ถนนวิภาวดีรังสิต แขวงจตุจักร เขตจตุจักร กรุงเทพฯ 10330 โทรศัพท์ : 0-2632-5939 โทรสาร : 0-2632-5939 E-Mail : P.D. 025-232001 www.go.th		PROJECT NAME : แบบแปลนอาคารพาณิชย์	
OWNER : มหาวิทยาลัยเทคโนโลยีพระจอมเกล้าธนบุรี		LOCATION : มหาวิทยาลัยเทคโนโลยีพระจอมเกล้าธนบุรี อาคารพาณิชย์ 1 ถนนพระรามที่ 5 แขวงคลองสาน เขตธนบุรี กรุงเทพมหานคร	
ARCHITECTURE : สถาปนิก : 744 วิศวกร : 744 สถาปนิก : 744 วิศวกร : 744		STRUCTURAL ENGINEER : วิศวกร : 744 สถาปนิก : 744 วิศวกร : 744 สถาปนิก : 744	
SANITARY ENGINEER : วิศวกร : 744 สถาปนิก : 744 วิศวกร : 744 สถาปนิก : 744		ELECTRICAL ENGINEER : วิศวกร : 744 สถาปนิก : 744 วิศวกร : 744 สถาปนิก : 744	
MECHANICAL ENGINEER : วิศวกร : 744 สถาปนิก : 744 วิศวกร : 744 สถาปนิก : 744		INTERIOR DESIGNER : สถาปนิก : 744 วิศวกร : 744 สถาปนิก : 744 วิศวกร : 744	
DRAWING : หน้าแปลน อาคารพาณิชย์		DATE : 25/1/2557	
DRAWING TITLE : รูปด้าน 1 อาคารเดิม		SCALE : 1:100	
DATE : 25/1/2557		DRAWING NO. : AR3-06	



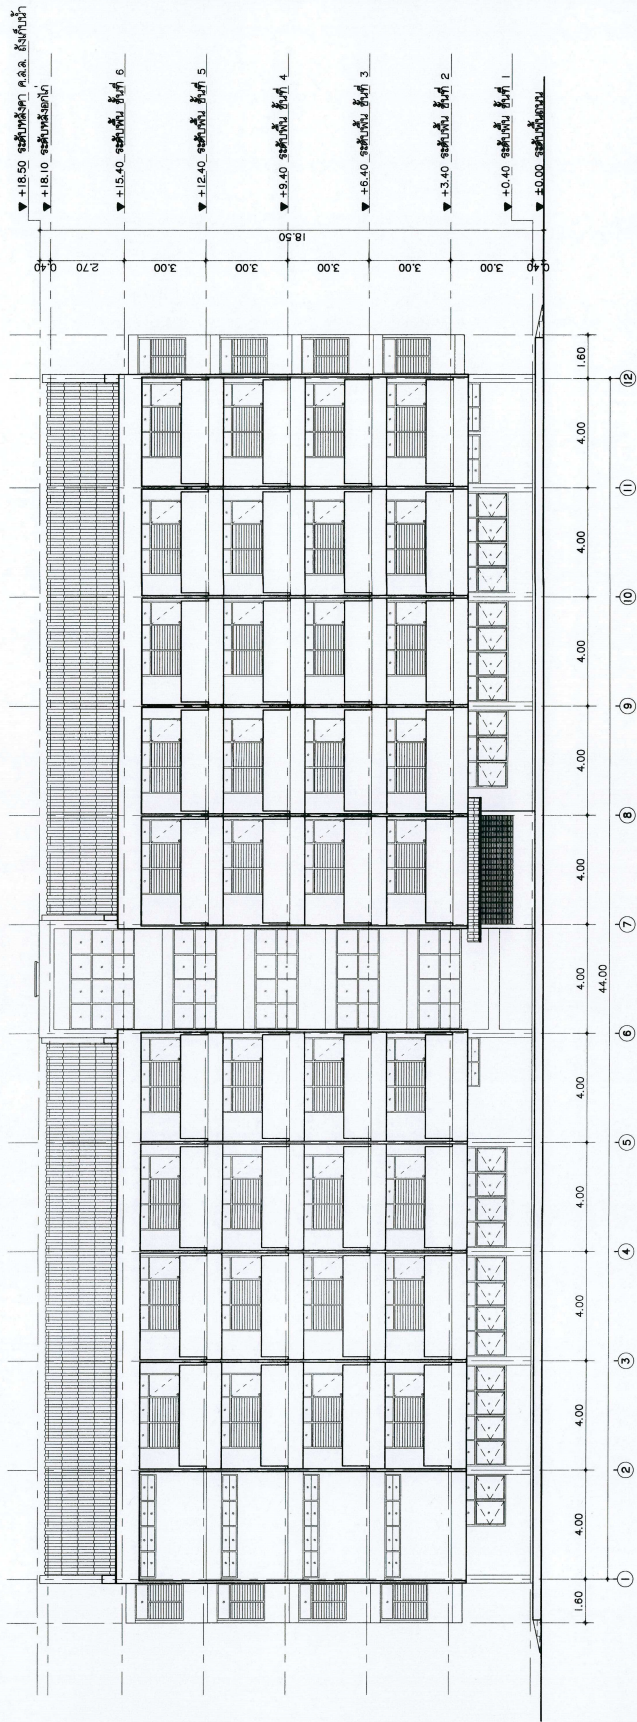

รูปด้าน 3 อาคารเฉลิม
หน้าสวน

1 : 125


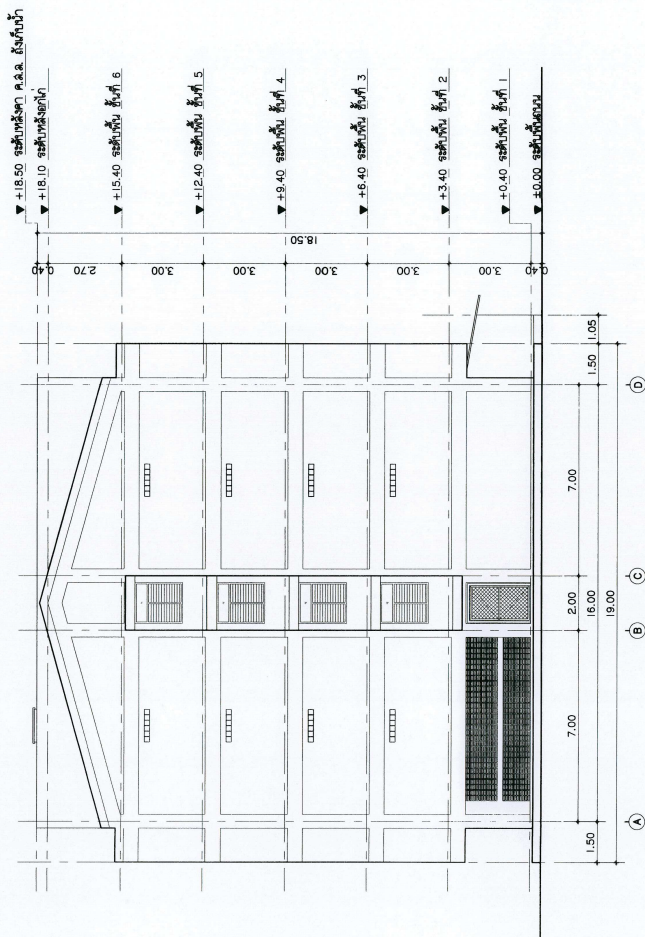


รูปด้าน 4 อาคารเฉลิม
หน้าสวน

1 : 125

 กระทรวงศึกษาธิการ กรมส่งเสริมการศึกษานอกระบบ และตามอัธยาศัย		โครงการ : อาคารเฉลิม พื้นที่ : 100-1200 ตร.ม. ปี : 2562	
PROJECT NAME : อาคารเฉลิม			
OWNER : มหาวิทยาลัยเทคโนโลยี			
LOCATION : กรุงเทพมหานคร			
ARCHITECTURE : บริษัท สถาปัตย์			
MECHANICAL ENGINEER : บริษัท สถาปัตย์			
ELECTRICAL ENGINEER : บริษัท สถาปัตย์			
INTERIOR DESIGNER : บริษัท สถาปัตย์			
DRAWING : บริษัท สถาปัตย์			
DATE : 28/11/2562			
SCALE : 1:125			
AR3-07			

 Sood Engineering & Architecture		PROJECT NAME: แบบแปลนอาคารพาณิชย์	
OWNER: นายวิวัฒน์ วัฒนศิริ		LOCATION: มหาวิทยาลัยราชภัฏวชิรเวศน์ อาคารพาณิชย์ 4 ชั้น	
ARCHITECTURE: นายวิวัฒน์ วัฒนศิริ นายวิวัฒน์ วัฒนศิริ		STRUCTURAL ENGINEER: นายวิวัฒน์ วัฒนศิริ นายวิวัฒน์ วัฒนศิริ	
SANITARY ENGINEER: นายวิวัฒน์ วัฒนศิริ นายวิวัฒน์ วัฒนศิริ		ELECTRICAL ENGINEER: นายวิวัฒน์ วัฒนศิริ นายวิวัฒน์ วัฒนศิริ	
MECHANICAL ENGINEER: นายวิวัฒน์ วัฒนศิริ นายวิวัฒน์ วัฒนศิริ		INTERIOR DESIGNER: นายวิวัฒน์ วัฒนศิริ นายวิวัฒน์ วัฒนศิริ	
DRAWING TIME: นายวิวัฒน์ วัฒนศิริ นายวิวัฒน์ วัฒนศิริ		DATE: 29/11/2567 DRAWING NO.: AR3-08	

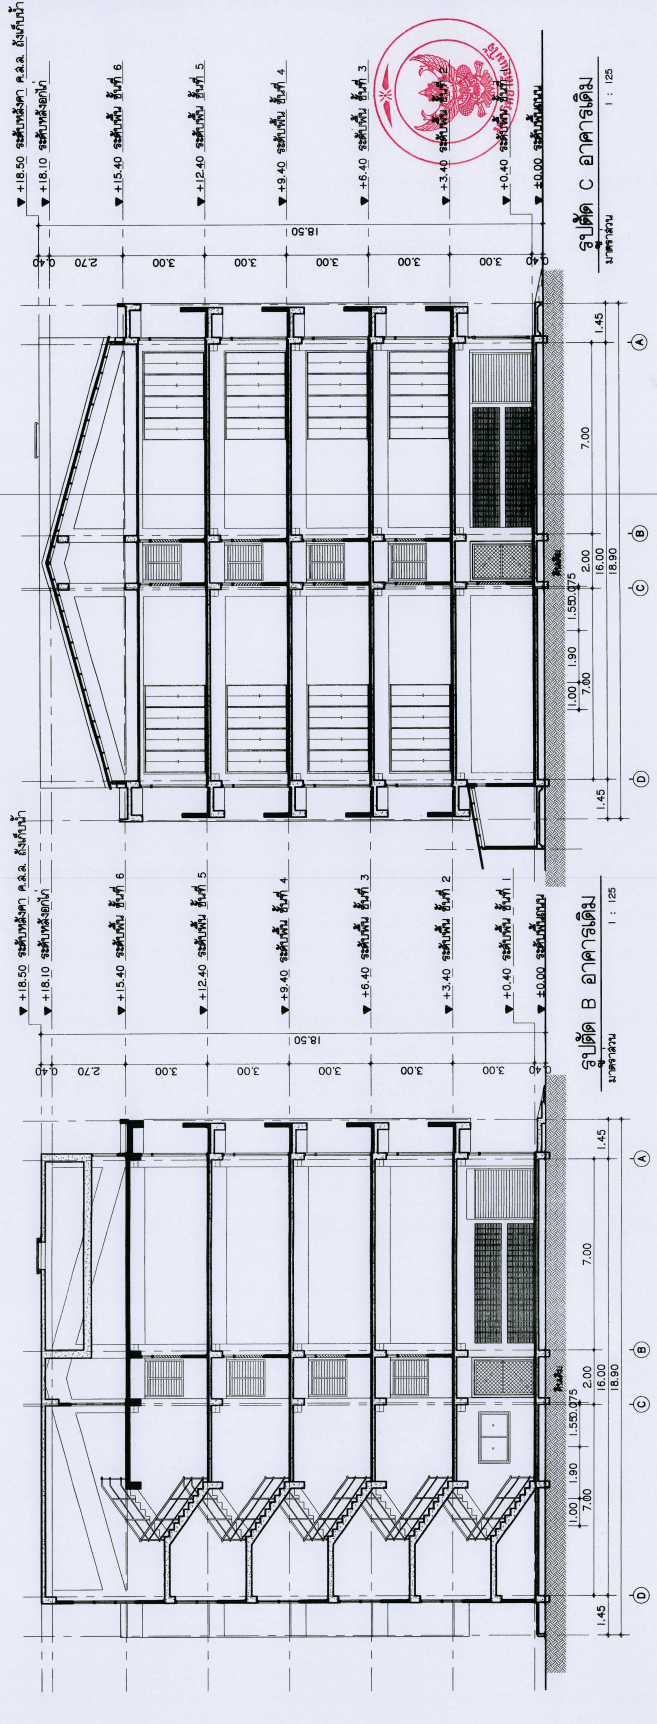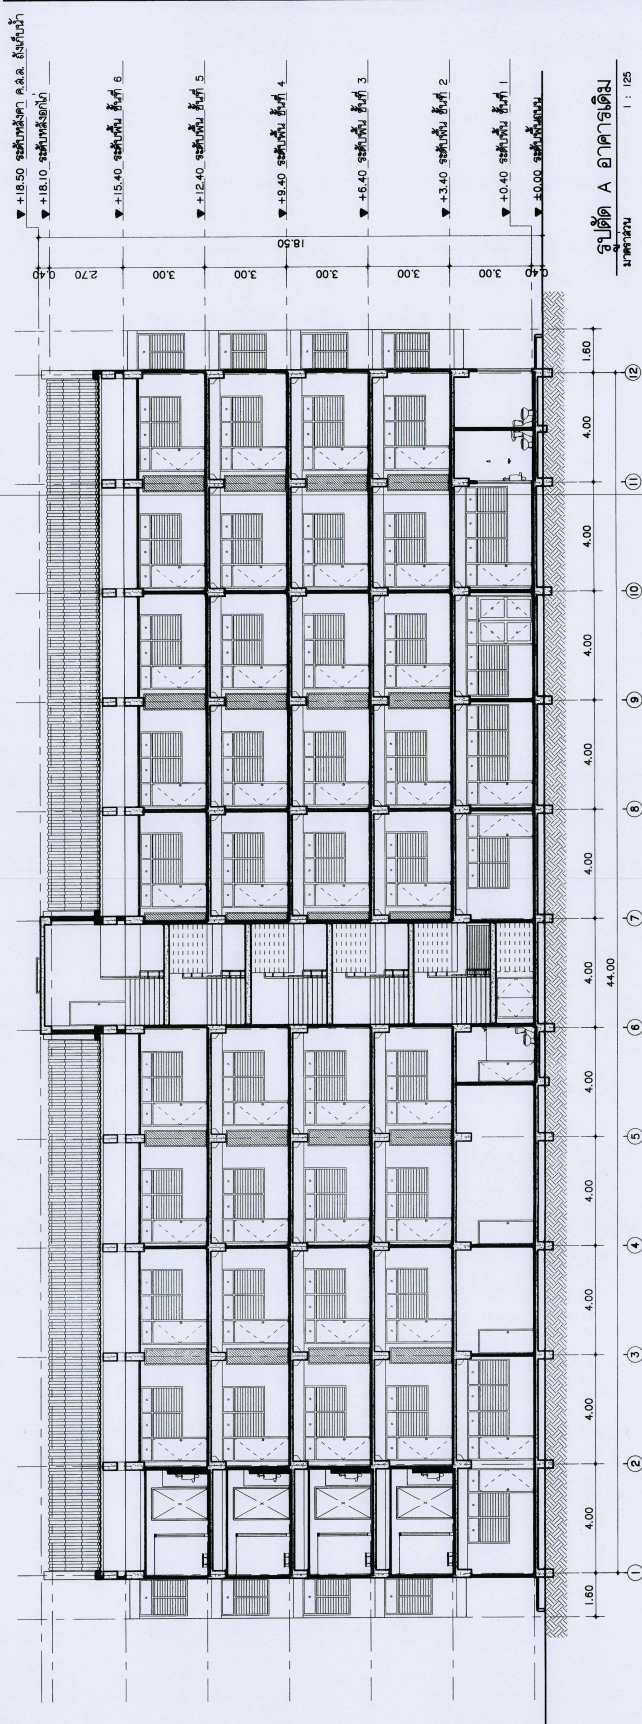



PROJECT NAME : **แบบปรับปรุงอาคารศรีเกษตร**

OWNER :

LOCATION : มหาวิทยาลัยแม่โจ้ ตำบลหนองหาร
อำเภอเมือง จังหวัดสกลนคร 61000

ARCHITECTURE :	
	សិស្សាភិបាល ទូរគមនាគមន៍ 2.៥២ 744
	
	សិស្សាភិបាល ក្រុមហ៊ុនអាយឌី ១-៧៤ 8100

STRUCTURAL ENGINEER :		
	นาย อดิศักดิ์ อดิศักดิ์	นาย อดิศักดิ์ อดิศักดิ์
	TEL. 10690	TEL. 59443

[illegible]

ELECTRICAL ENGINEER : 
 License No. 34428
 Expiration Date 4/3/77

MECHANICAL ENGINEER :

SAIRAM BUSTIA
NO. 4172

INTERIOR DESIGNER :


 - นายแพทย์ ก-ง 768	DRAWING :
นางสาวนันทิยา เรืองนาค	

[illegible][illegible][illegible]

DRAWING TITLE: **ผังรื้อถอน** ที่ **๑** **รื้อถอน**
(ผนัง ๑ รื้อถอน)

SCALE: 1:100	TOTAL: 149
DATE: 28/11/2567	DRAWING NO.

AR4-01

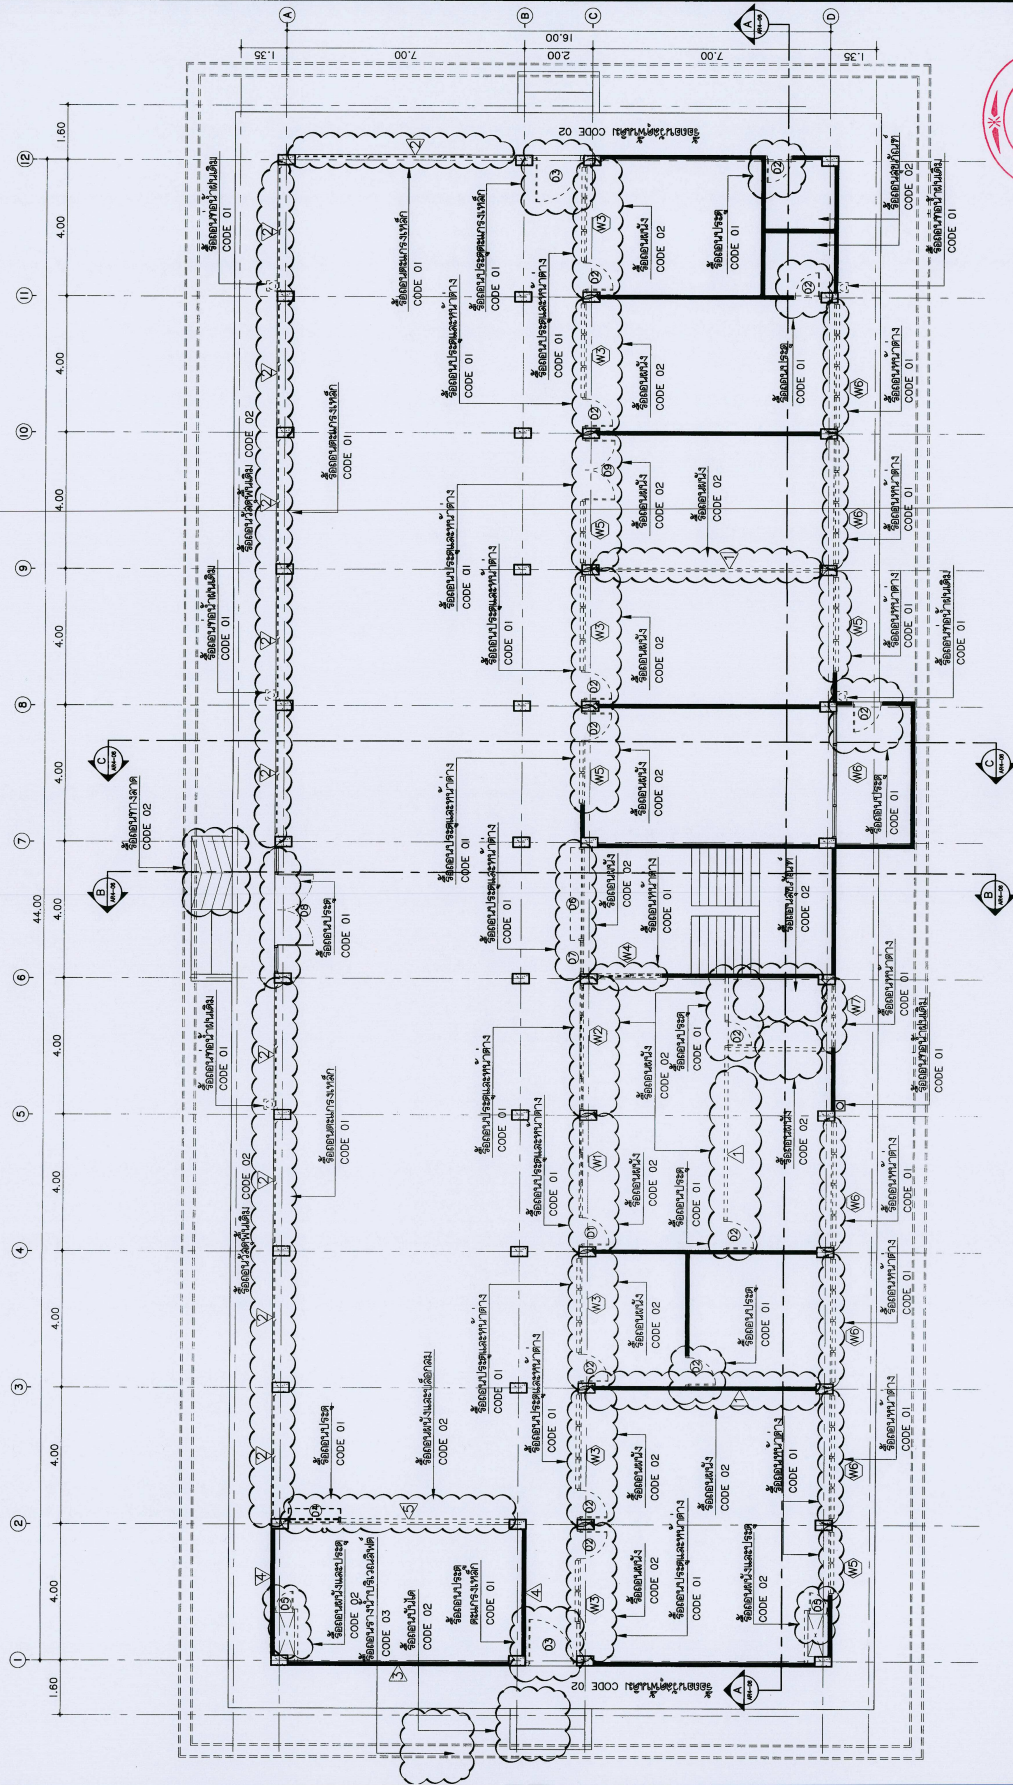

CODE 01 : ร้อยเอ็ดจังหวัดมหาวิทยาลัย และ ข้อมูลรายแคว้นรายปีแบบเชื่อมโยง

CODE 02 : ร้อยเอกทั้ง และ ข้อมูลแยกกว้างด้วยระบบผนัง

CODE 03 : ร้อยเอกและวิสดังตั้งขึ้นใหม่มาลงกับอาคารใหม่

งานวิจัยครั้งนี้ทางทีมมหาวิทยาลัย / ร้อยเอ็ดส่องสว่าง , กอง CCTV , wifi , ระบบป้องกันสิ่งไหมติม , สายไฟ , ขั้วน้ำ , สิ่งดื่มหาวิจัยด้วย

100 : 1

மேலகம்:

: 100

: 100

